

業 務 委 託 仕 様 書

1. 件 名 市川市立行徳小学校外 10 校冷暖房機洗浄等業務委託
2. 施行場所 市川市富浜 1 丁目 1 番 40 号外 10 箇所
3. 委託期間 契約日 から 令和 9 年 3 月 1 2 日 まで
4. 委託内容 小学校及び中学校の冷暖房設備（EHP、GHP）の室内機フィルター及び熱交換器について、正常に機能するように洗浄を行うもの。

（1）業務内容

1）フィルター清掃業務

室内機のフィルターは、熱交換器洗浄時及び協議により決定した日の年 1 回清掃すること。

フィルター清掃の対象機器設置場所及び台数を以下に示す。

- | | | | |
|--------------|---------------|---------------|---------------|
| 1.行徳小学校 41 台 | 2.稲荷木小学校 22 台 | 3.南行徳小学校 30 台 | 4.二俣小学校 15 台 |
| 5.新浜小学校 36 台 | 6.富美浜小学校 33 台 | 7.新井小学校 48 台 | 8.南新浜小学校 32 台 |
| 9.塩焼小学校 31 台 | 10.第七中学校 21 台 | 11.福栄中学校 29 台 | |

室内機合計 338 台(天吊り形 336 台、壁掛け形 2 台)

フィルター数量 1,012 枚(天吊り形は 3 枚、壁掛け形は 2 枚内蔵として計上。)

2）熱交換器洗浄業務

熱交換器洗浄は協議により決定した日の年 1 回清掃すること。

また、ドレンパン、ドレンポンプ及び送風ファンの清掃も併せて行うこと。

熱交換器洗浄の対象機器は、上記フィルター清掃の対象機器の内、40 台とする。

洗浄対象機器については別途定めるものとする。

（2）工程

- 1）作業日は学校運営に影響が出ないように配慮すること。作業時間は原則午前 8 時半から

午後 5 時までとするが、工程上やむを得ない場合は学校側と協議すること。

- 2）停電を伴う作業に際しては、学校側と協議のうえ日時を調整し、学校運営に支障のない日に行うこと。

（3）安全対策

1) 学校施設であり、生徒や職員等が居ながらの施工であることに配慮し、生徒等の安全対策に十分配慮すること。

2) 資機材の搬出入時においては、誘導などを行い十分な安全対策を講じること。

(4) 作業

1) 受託者は、作業前・作業後の状況が対照できるように写真撮影すること。

また、作業後外部から明視できなくなる箇所については、施工状況が明確に確認できるように撮影すること。

2) 受託者は、作業材料等の品質管理を行うこと。

3) 受託者は、作業現場において発生した物件を取りまとめて保管し、その処理については監督職員の指示を受けること。

4) 高所作業となるため、受託者は常に安全対策に留意し、労働安全衛生規則等に定める現場管理を行うと共に、その他の関係法令に対しても十分留意し、事故の未然防止に努めること。

5) 受託者の判断において、施工現場が危険なため立ち入りを禁止する必要がある場合は、予め監督職員の承諾を受け、その区域を適切に防護すると共に、立ち入り禁止標示の処理を講じること。

6) 受託者は、作業の実施にあたり、第三者に損害を及ぼしたときは、その損害を賠償するものとする。

7) その他ここに定めのない次項については、その都度、委託者・受託者間で協議する。

5. 提出書類

(1) 業務計画書

業務開始に先立ち、下記の内容を記載した業務計画書を提出し、委託者の承認を得たのちに、業務に着手すること。

1) 業務実施体制

2) 業務実施責任者及び従事者リスト（責任者は経歴を記載すること）

3) 業務実施スケジュール（工程表）

(2) 作業報告書

各保守点検作業が完了したときは、速やかに作業報告書を提出し、委託者の確認を受けるものとする。なお、作業報告書には以下の内容を記載する。

1) 業務実施日 時間帯（実施工程表）

2) 業務従事者リスト

3) 作業記録写真、完了写真

4) 完了届（別紙5）

6. 業務従事者の適正な配置

（1）受託者は、当該業務等における業務実施責任者を定め、委託者に通知するものとする。

（2）業務実施責任者は、一級若しくは二級管工事施工管理技士又は一級若しくは二級電気工事施工管理技士の資格を有しており、受託者と直接的かつ恒常的な雇用関係にあること。
また、当該業務の実務経験5年以上のものとする。

（3）業務実施責任者は、その受託した業務の適正な作業を確保するため、当該業務に技術者を適正に配置し、受託業務の技術上の管理を行うこと。

7. 添付書類

別紙1. 室内機フィルター清掃及び熱交換器洗浄作業仕様書

別紙2. 対象施設一覧表

別紙3. 対象施設案内図

別紙4. 対象機器配置図

別紙5. 完了届

8. その他

（1）受託者は、その受託した業務を一括して他人に行わせてはならない。

（2）受託者は、あらかじめ委託者の書面による承諾を得た場合に限り、当該業務の一部を再委託することができる。この場合において、受託者は、不必要な再委託を行ってはならない。

（3）業務の履行上知り得た秘密を第三者に漏らしてはならず、かつ、他の目的に使用してはならない。契約終了後も同様とする。

（4）業務の履行による個人情報の取扱いに当たっては、個人情報の保護に関する法律を遵守し、個人の権利利益を侵害することのないよう努めなければならない。

（5）この仕様書に定めのない事項及び疑義の生じた事項への対応については、委託者と受託者がその都度協議の上、決定するものとする。

室内機フィルター清掃及び熱交換器洗浄作業仕様書

1 業務内容

(1) 室内機フィルター清掃業務

- 1) 作業箇所及び数量については業務委託仕様書及び「別紙4 対象機器配置図」のとおりとする

- 2) 洗浄内容

フィルターを取り外し、高圧洗浄機等を用いて洗浄すること。洗浄後、水分を十分除去してから復旧すること。

(2) 室内機熱交換器洗浄業務

- 1) 作業箇所及び数量については業務委託仕様書及び「別紙4 対象機器配置図」のとおりとする

- 2) 洗浄内容

ア 洗浄を開始する前に動作点検を行い、正常に作動するか確認すること。

イ 教室等が汚れないように該当機器の周辺を養生し、常に整理整頓を行い、危険な場所には必要な安全措置を講じ、事故の防止に努めること。

ウ 室内機は吸込グリル、フィルター、室内機ファンモーター、ドレンパン、電気基盤等を取り外し、熱交換器の液洗浄を実施し、洗浄後、水分を十分除去してから復旧すること。また、同時に外装パネル等室内機全体の清掃も行うこと。

エ 洗浄液については、化学物質排出把握管理促進（PRTR）法非該当の金属用中性性（酸性、アルカリ性の物は廃液を中和させること）を使用すること。また、薬液の成分表を提出すること。

オ 熱交換器を洗浄後に各部品を取付け、復旧し稼働させること。
復旧完了後、市担当者および学校施設管理者立ち会いのもと動作確認をすること。

2 その他

作業日については学校と調整し授業、学校行事に影響のない日程を作業日として選定すること。なお、詳細な日程については別途学校および教育施設課と協議して定めること。

対象施設一覧表

9 - (1)

No.	学 校 名	住 所	電 話
1	行徳小学校	富浜1丁目1番40号	357-3116
2	稲荷木小学校	稲荷木1丁目14番1号	376-5961
3	南行徳小学校	欠真間1丁目6番38号	357-3126
4	二俣小学校	二俣678番地	328-0105
5	新浜小学校	行徳駅前4丁目5番1号	395-5331
6	富美浜小学校	南行徳2丁目3番1号	396-2522
7	新井小学校	新井1丁目18番13号	357-1722
8	南新浜小学校	新浜1丁目26番1号	396-9731
9	塩焼小学校	塩焼5丁目9番8号	397-1231
10	第七中学校	末広1丁目1番48号	357-3183
11	福栄中学校	福栄3丁目4番1号	396-0701

以上11校11か所

対象施設案内図



令和7年度

施設の配置図

縮尺

0 5 10 20 30 40 50 60 m

学校名

行徳 小学校

図面番号	校区内番	(市町村)	(学校)	整理番号
1	2	2	0	3
0	1	6	3	

421 - ①

凡 例

建 物

未とり未とりこわし建物

危険建物

借用建物

一時使用建物

屋外教育環境整備事業によるもの

未完成建物

建物以外の工作物等

正門、通用門

吹き抜けの渡廊下

自転車置場

簡易な小規模構造物

受水槽

キュービクル

浄化槽

田 障

動物小屋

倉 庫

当該学校以外の建物

相撲場

鉄 棒

砂 場

雲 梯

ジャングルジム

ブランコ

スベリ台

渡り棒

は ば ん と う 棒

う 肋 木

筋力トレーニング

藤 棚

温 室

方 位



(北に矢印を付す)

行徳小学校フィルタ-清掃対象機器

14棟1階;2台(天吊り形) 15棟1階;3台(天吊り形) 18棟1階;4台(天吊り形)


14棟2階;2台(天吊り形) 15棟2階;3台(天吊り形) 18棟2階;4台(天吊り形) 26棟2階;10台(天吊り形)

14棟3階;2台(天吊り形) 15棟3階;3台(天吊り形) 18棟3階;4台(天吊り形)

14棟4階;2台(天吊り形)

18棟4階;2台(天吊り形)

計41台

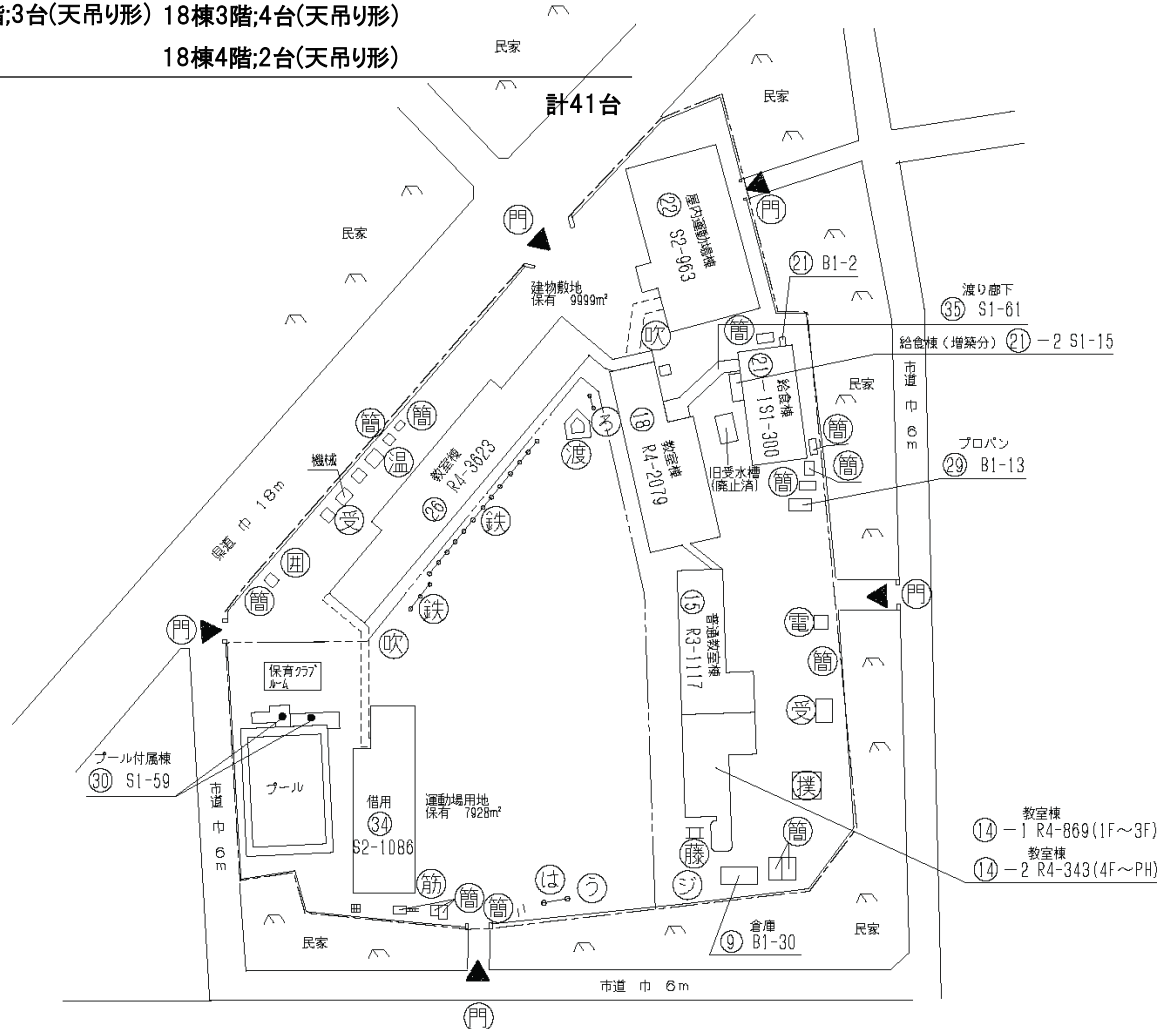


対象機器配置図

別紙-4-2

令和7年度

平面図	縮尺	0 5 10 15 20 25 m	1/600	学校名	行徳 小学校	調査年度	1/2	調査年度	2/0/3	調査年度	0/1/6/3	調査年度	421 - ②
-----	----	-------------------	-------	-----	--------	------	-----	------	-------	------	---------	------	---------

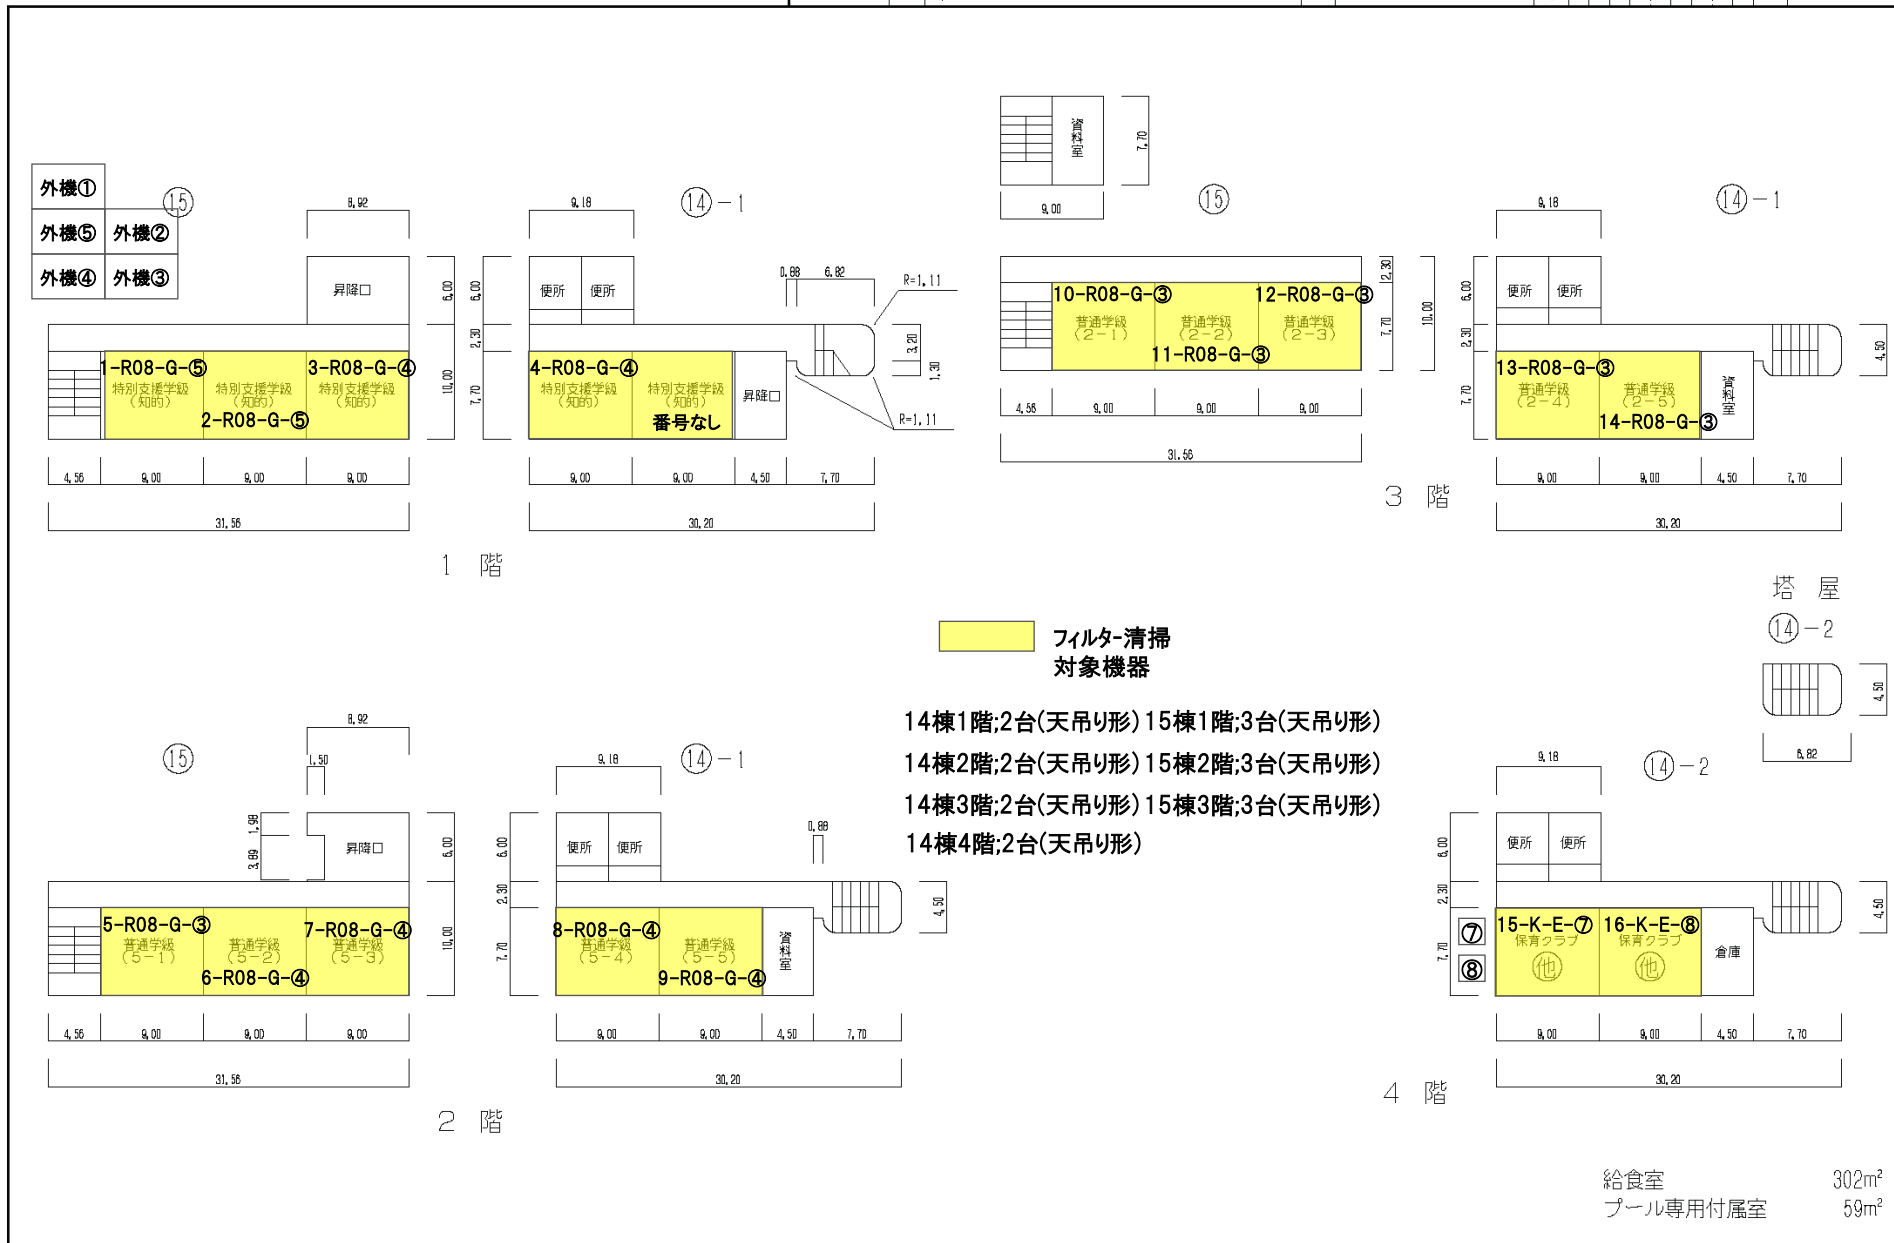


令和7年度

平面図	縮尺	0 5 10 15 20 25 m	1/600	学校名	行徳 小学校	調査年度	令和7年度	調査場所	(市町村)	(学校)	整理番号	421 - ③
						1/2	2/0/3	0/1/6/3				


フィルタ-清掃
対象機器

18棟1階;4台(天吊り形)
18棟2階;4台(天吊り形)
18棟3階;4台(天吊り形)
18棟4階;2台(天吊り形)

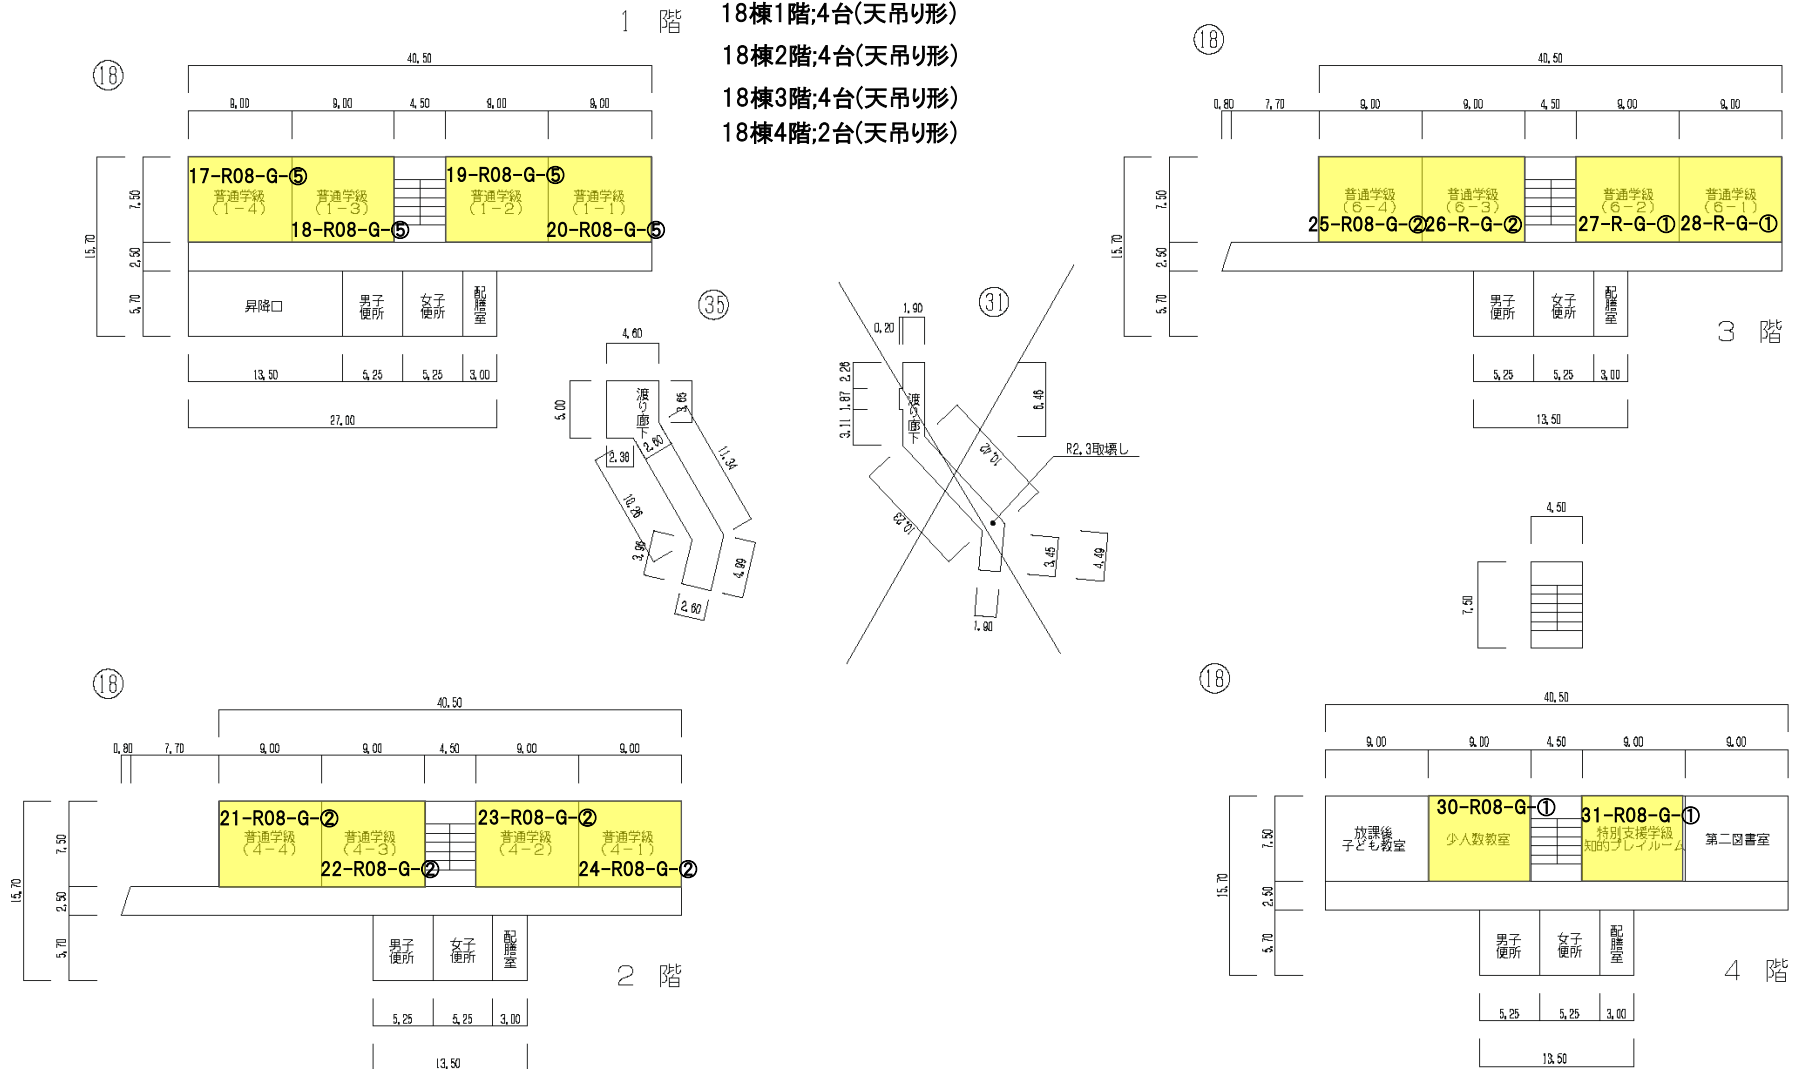

令和7年度

平面图		学校名 行德 小学校	调查番号 112 21013 011613	整理番号 421 - ④
-----	--	---------------	--------------------------	-----------------

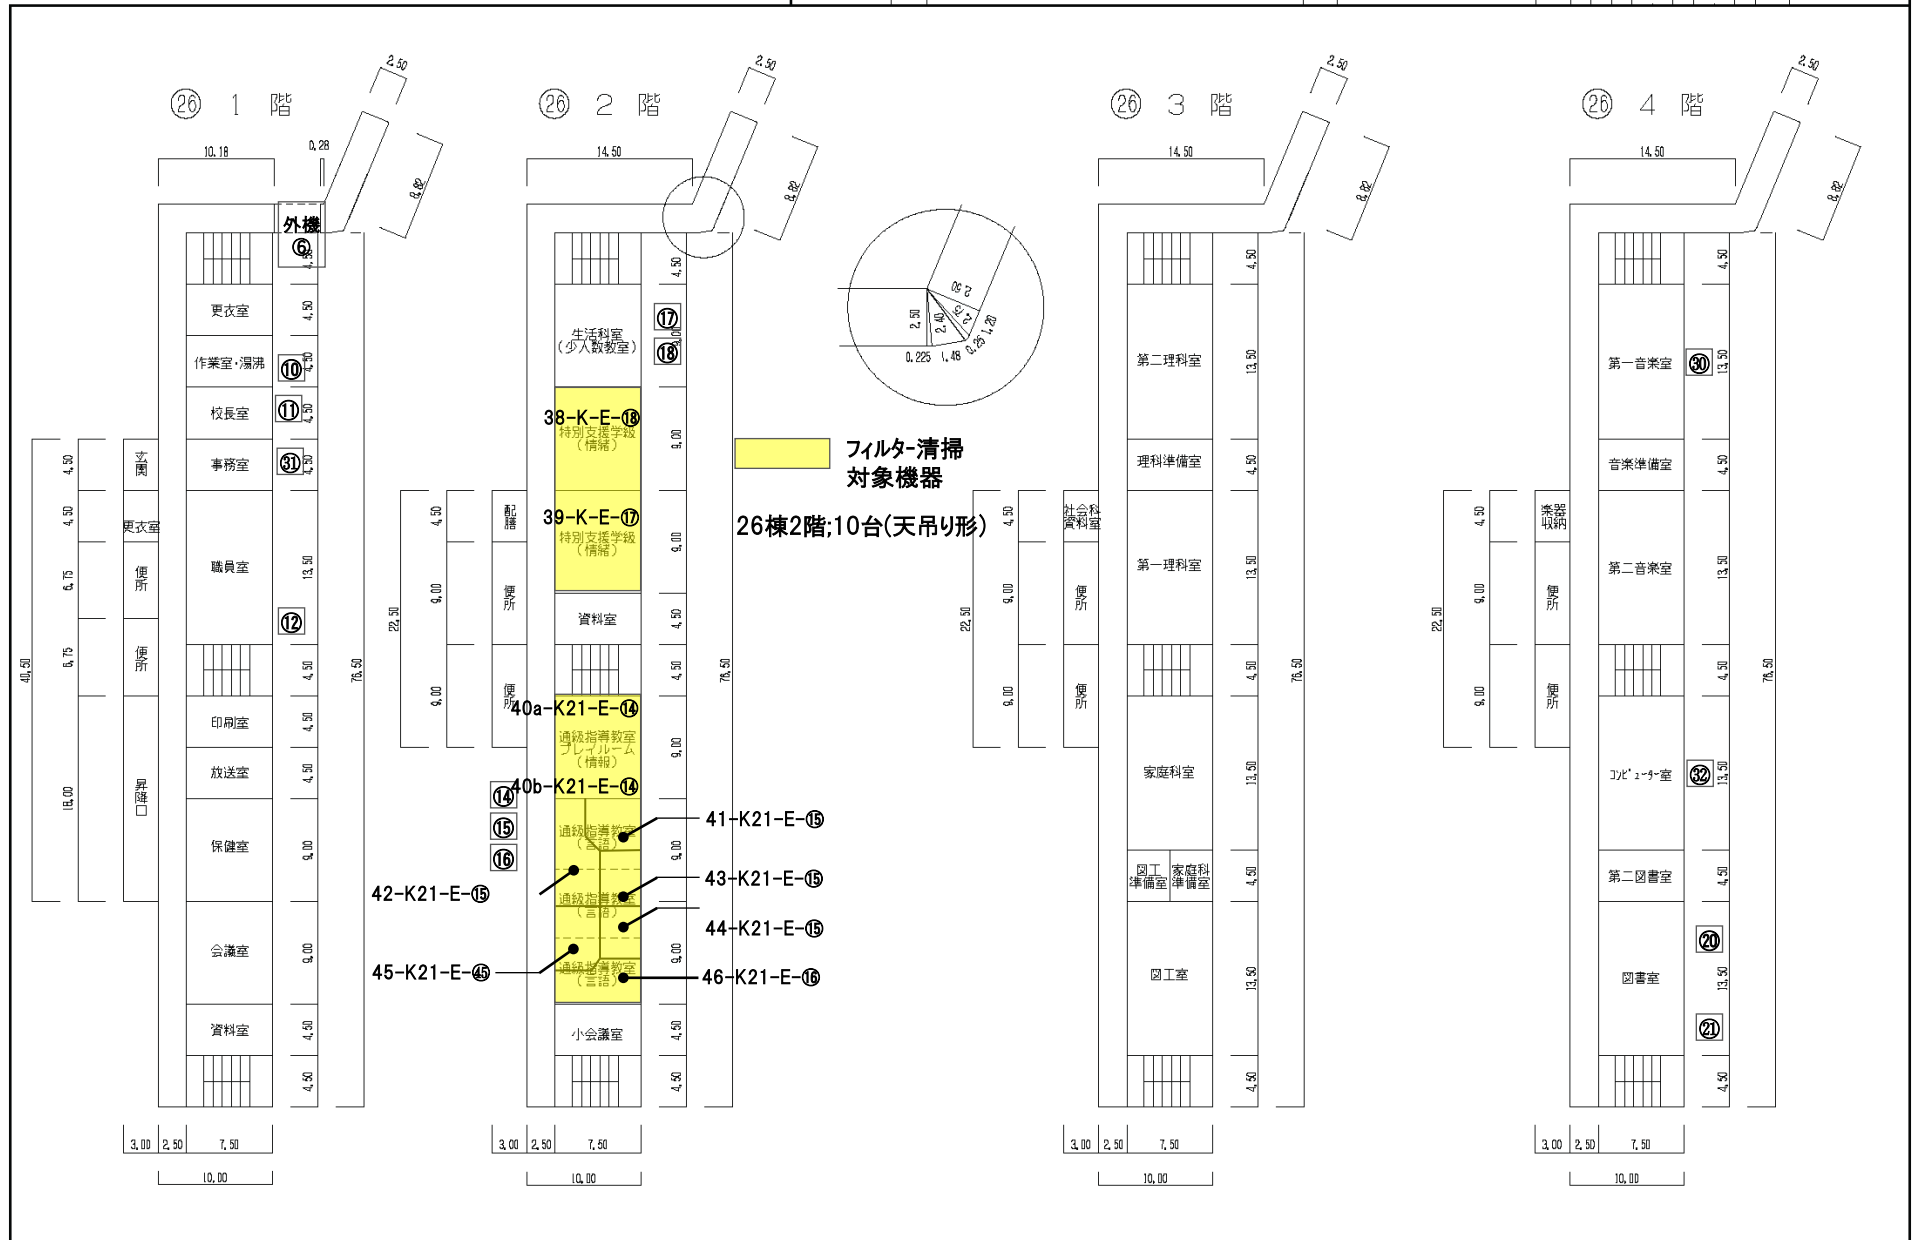

文 部 科 学 省

令和7年度

平面図

縮尺

1/600

20

学校	
----	--

稻荷木 小学校

請	
---	--

1	1
---	---

府県:	
2	

(市町)

3	0
3	0


《 学 号 》
1

514

整理番

4

422 - ③

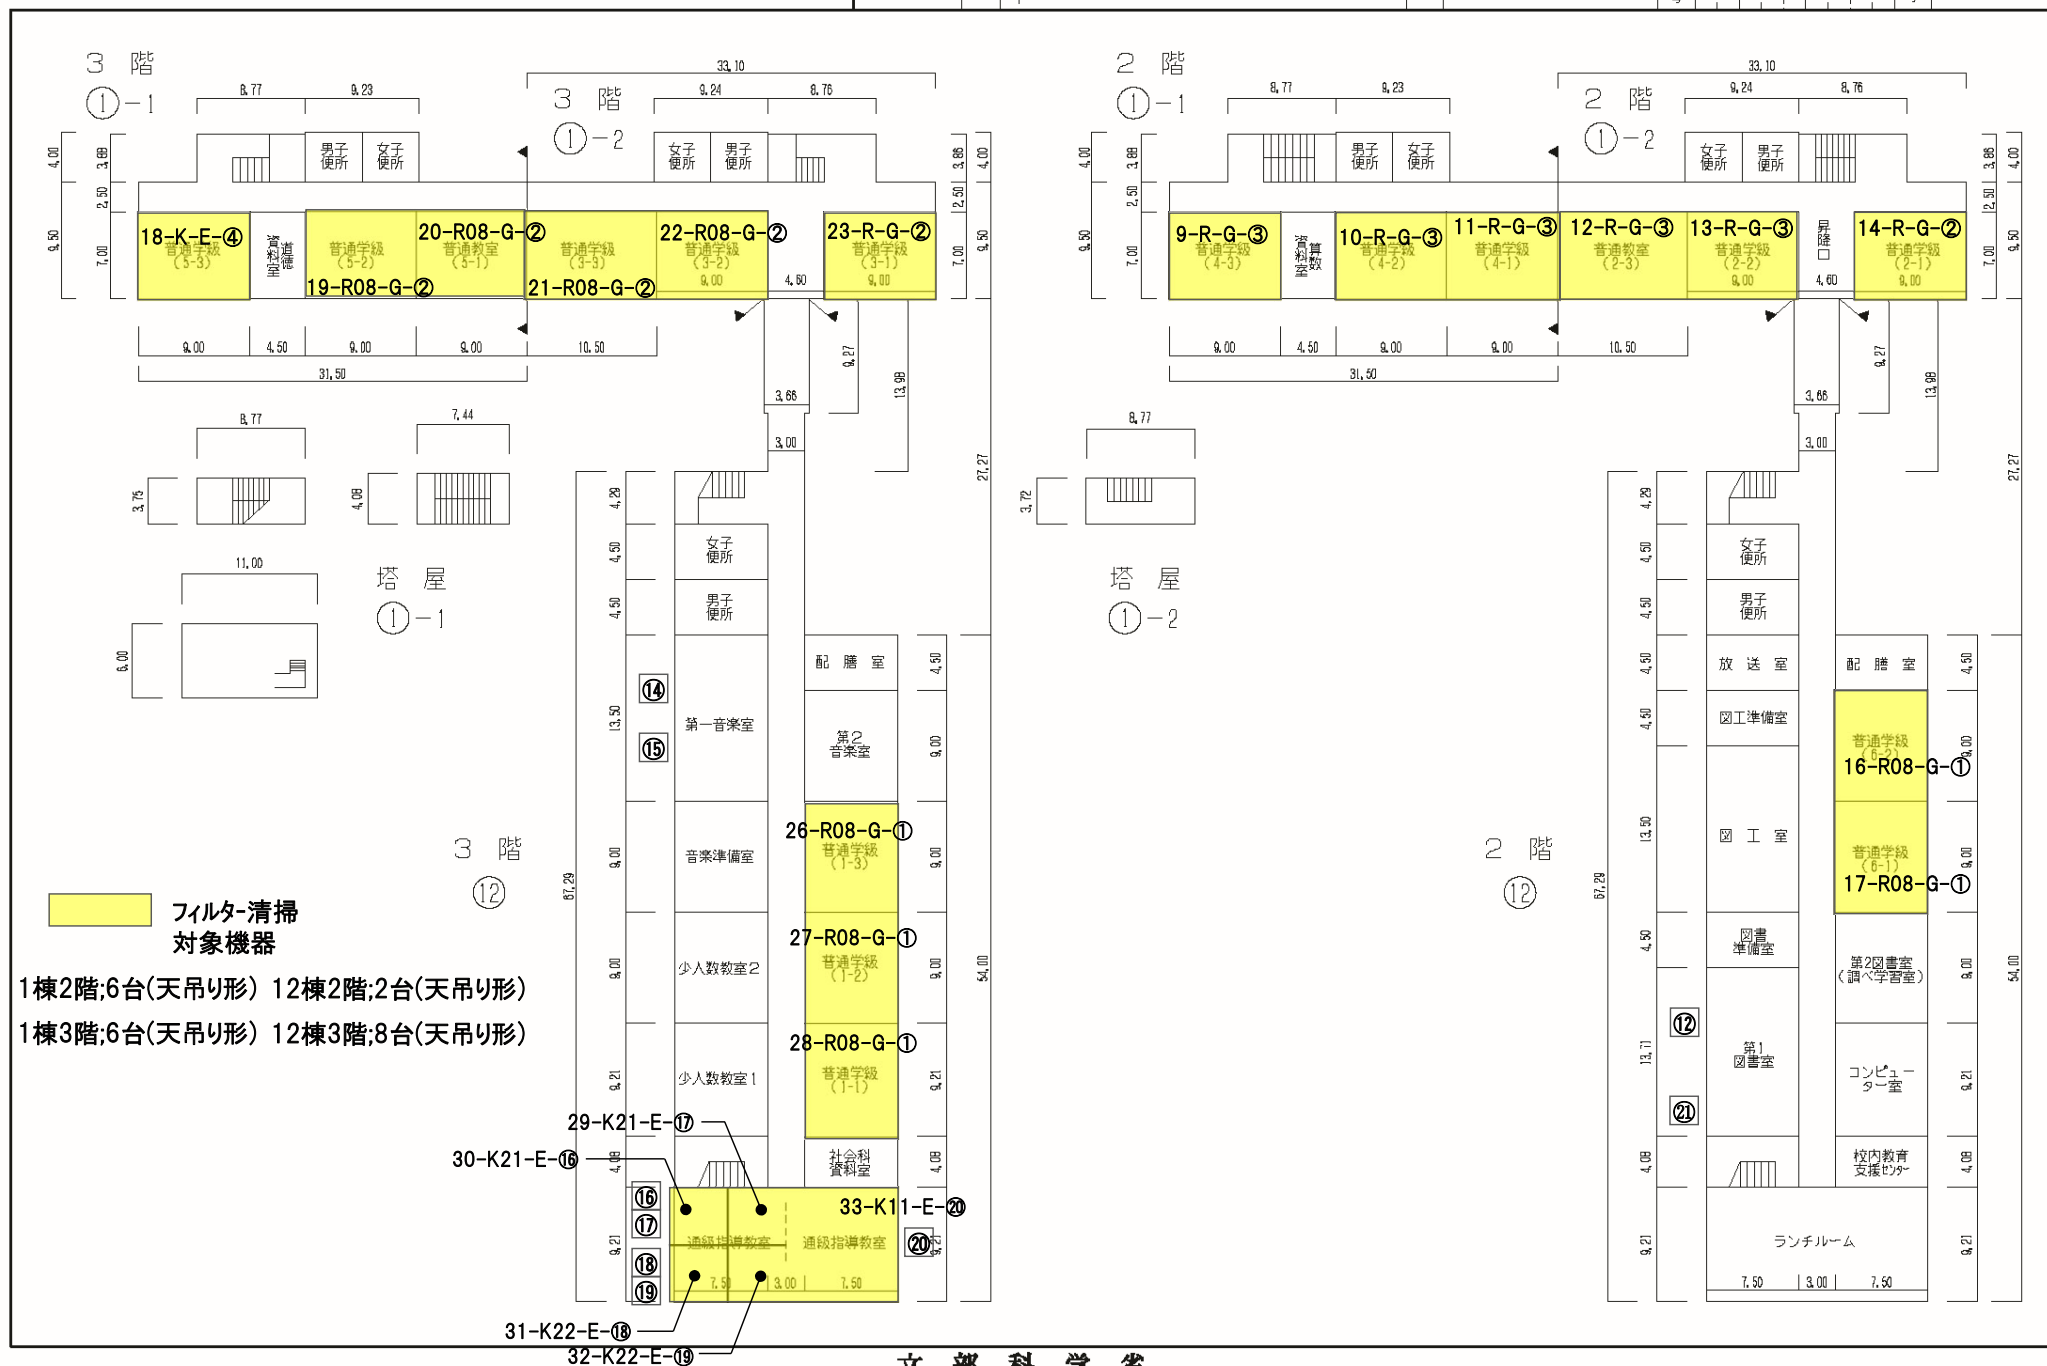

令和7年度

施設の配置図	縮尺 0 5 10 20 30 40 50 60 m 1 / 1500	学校名 南行徳 小学校	図面説明書の順号	校区別	校区別	整理番号	
				(市町村)	(学 校)		
				1:2	2:0:3	0:1:6:6	424 - ①

凡 例

建 物

未とり 未とりこわし建物

危 危険建物

借 借用建物

時 一時使用建物

屋外教育環境整備事業によるもの

未完 未完成建物

建物以外の工作物等

門 正門、通用門

吹 吹き抜けの渡廊下

自 自転車置場

簡 簡易な小規模構造物

受 受水槽

電 キュービクル

浄 浄化槽

囲 囲 障

動 動物小屋

倉 倉 庫

他 当該学校以外の建物

撲 相撲場

鉄 鉄 棒

砂 砂 場

雲 雲 梯

シ ジャンブルジム

フ ブランコ

ス スペリ台

温 温 室

南行徳小学校フィルタ-清掃対象機器

21棟1階;4台(天吊り形)

1棟2階;4台(天吊り形) 14棟2階;4台(天吊り形) 21棟2階;6台(天吊り形)

1棟3階;4台(天吊り形) 14棟3階;4台(天吊り形) 21棟3階;4台(天吊り形)

計30台

方 位

(北に矢印を付す)







令和7年度

平面図	縮尺	0 5 10 15 20 25 m	1/600	学校名	南行徳 小学校	調査年度	令和7年度	調査場所	(市町村)	(学校)	調査者	424 - ②
						1/2	2/0/3	0/1/6/6				



フィルター清掃
対象機器

21棟1階:4台(天吊り形)

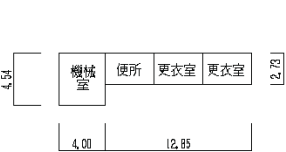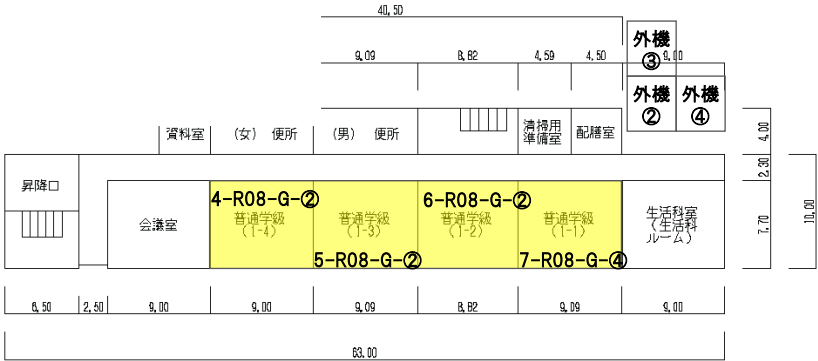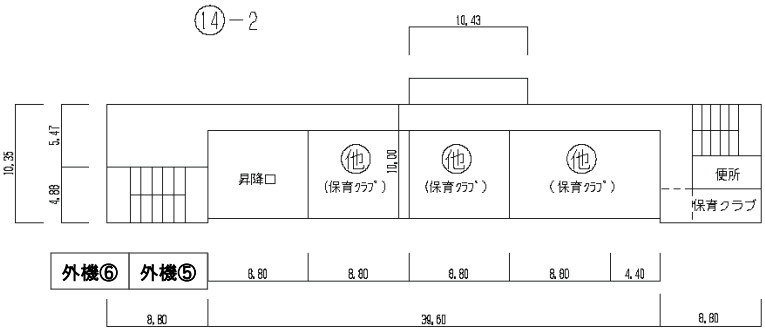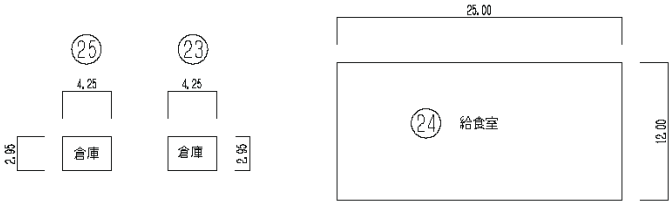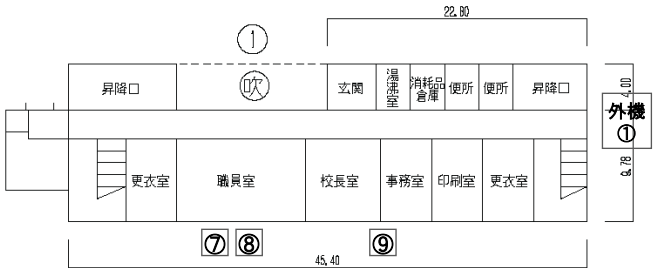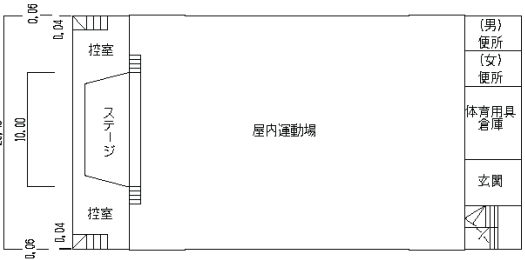

⑥ 附属室

1 階

給食室 300㎡
プール専用付属室 53㎡

対象機器配置図

別紙-4-9

令和7年度


平面図	縮尺	0 5 10 15 20 25 m	1/600	学校名	南行徳 小学校	調査年度	112	調査年度	203	調査年度	0116	調査年度	6	調査年度	424 - ③
-----	----	-------------------	-------	-----	---------	------	-----	------	-----	------	------	------	---	------	---------

フィルタ-清掃
対象機器

1棟2階;4台(天吊り形)

14棟2階;4台(天吊り形)

21棟2階;6台(天吊り形)



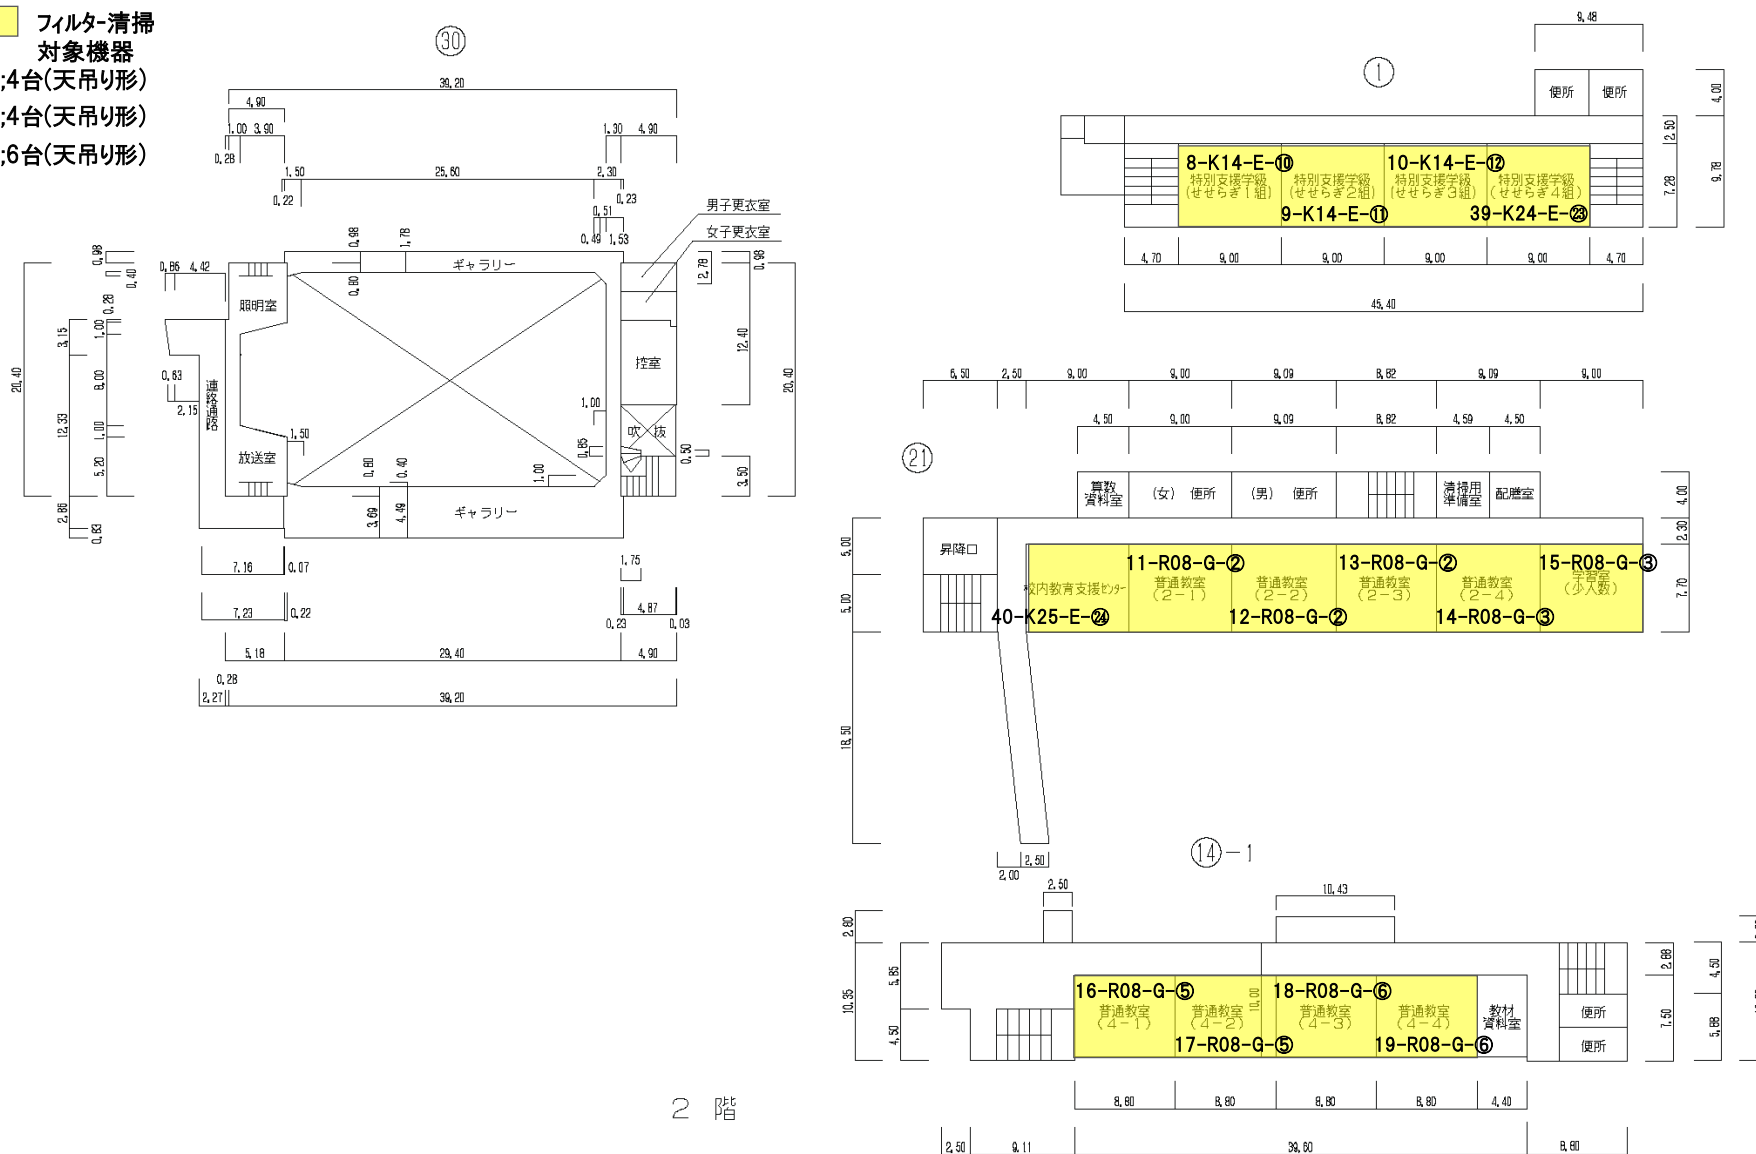


令和7年度

平面図	縮尺	0 5 10 15 20 25 m	1/600	学校名	南行徳 小学校	調査年度	令和7年度	（市町村）	（学校）	数値	424 - ④
						1/2	2/0/3	0/1/6	6		

フィルタ-清掃
対象機器

1棟3階;4台(天吊り形)
14棟3階;4台(天吊り形)
21棟3階;4台(天吊り形)

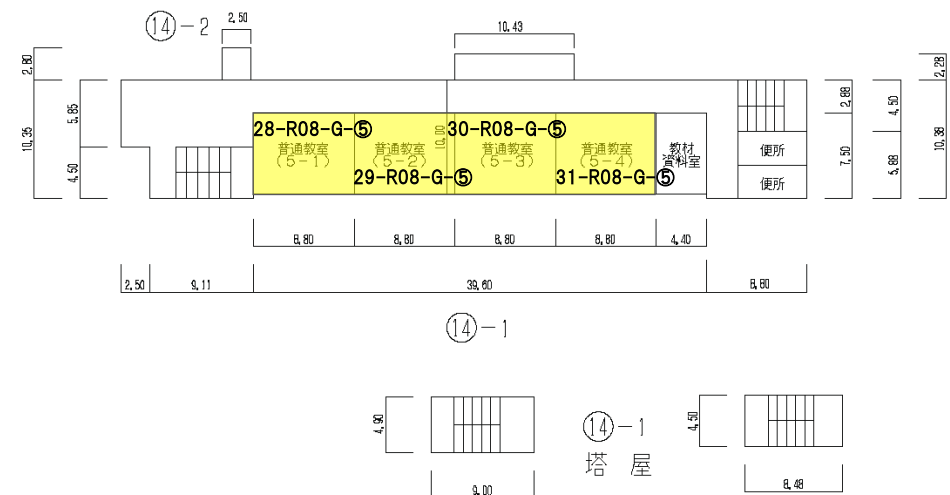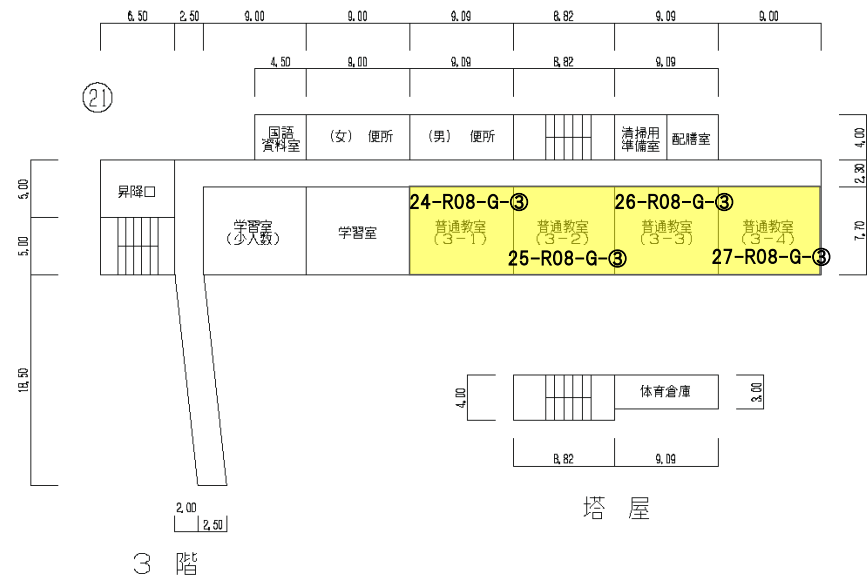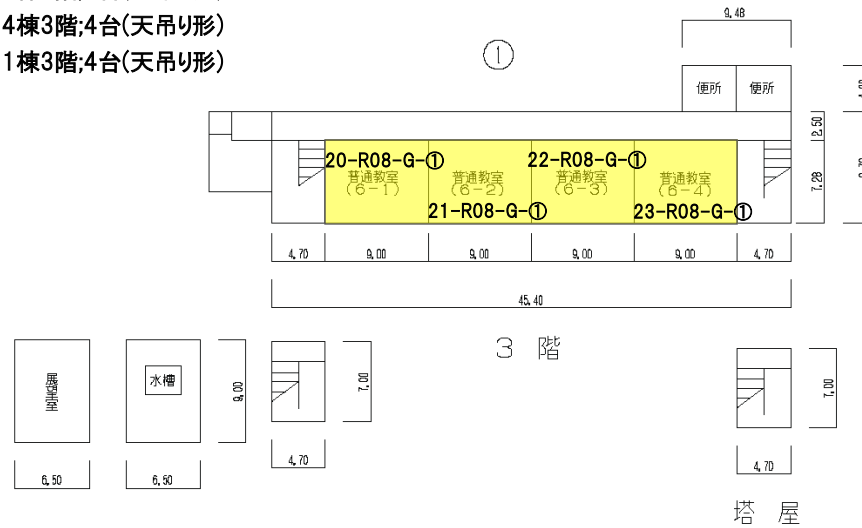

令和7年度

施設の配置図

縮尺

0 5 10 20 30 40 50

2017-2018

二侯 小学校

新編

1	2	3	466
---	---	---	---	---	---	---	---	---	----	----	-----	-----	
12

2	1
---	---

013

3	0
---	---

1

710

[illegible]

2011年11月

42

8 -

①


○

1

二俣小学校フィルター清掃対象機器

1棟1階;3台(天吊り形)	13棟1階;2台(天吊り形)	14棟1階;2台(天吊り形)
	13棟2階;2台(天吊り形)	
1棟3階;2台(天吊り形)	13棟3階;2台(天吊り形)	
	13棟4階;2台(天吊り形)	

計15台

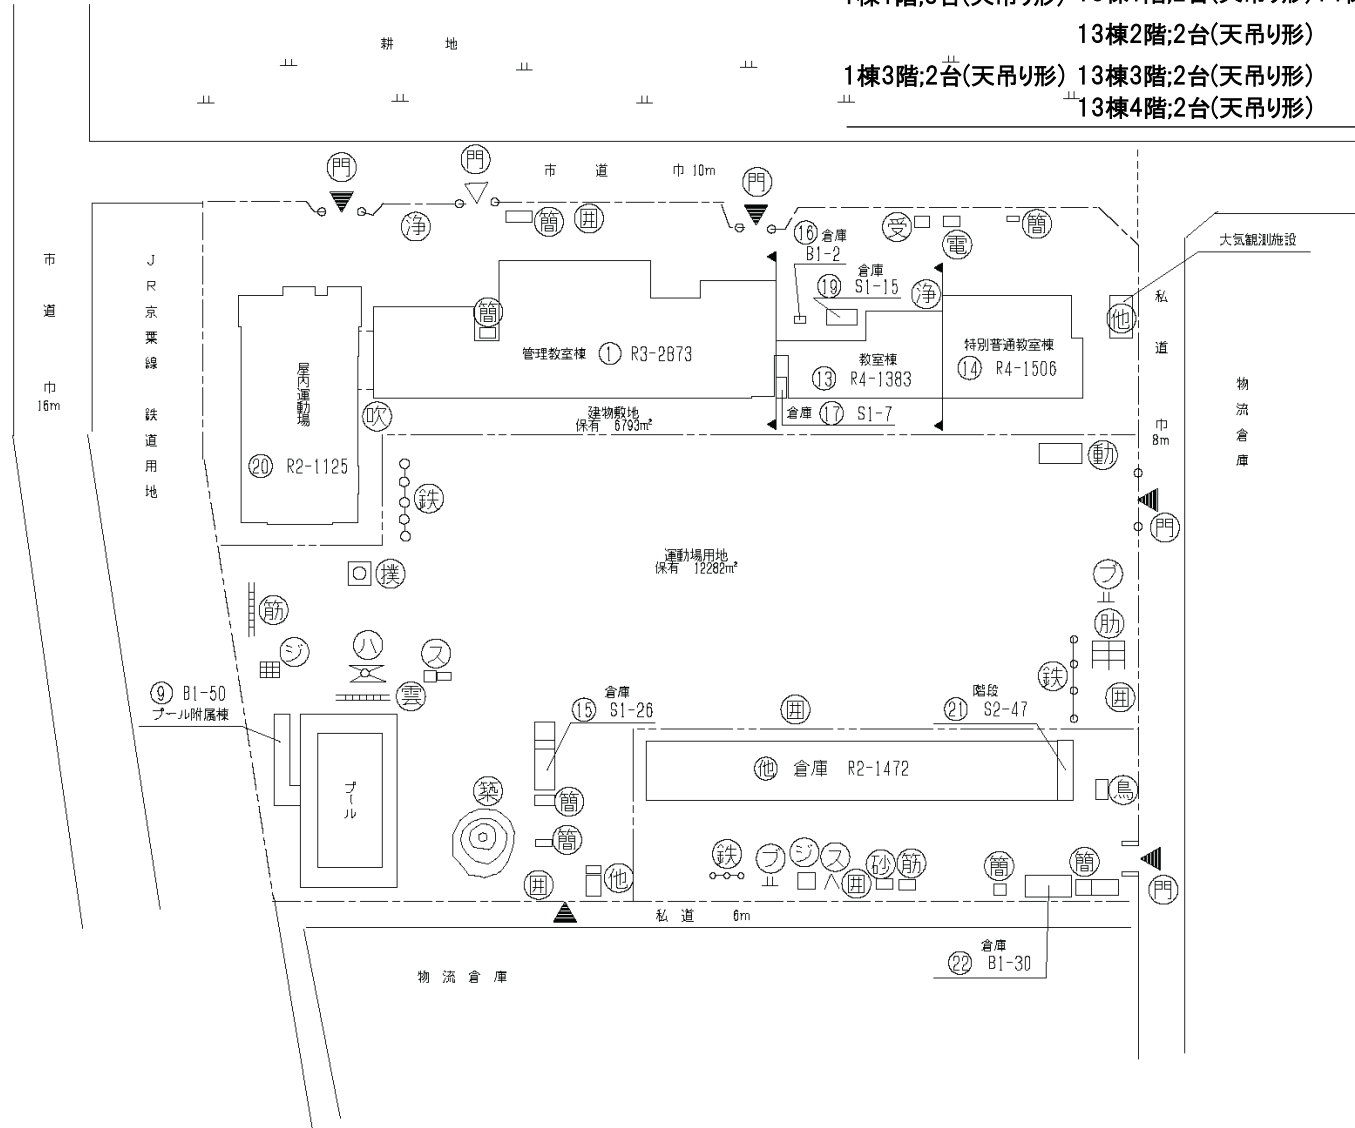

令和7年度

平面图

縮尺

1/600

20

学

二俣 小学校

Materials

1	(85)
---	------

府國)		
2		

市町村

3	0
---	---


学 校	
1 1 7	

0


[illegible]

428


—

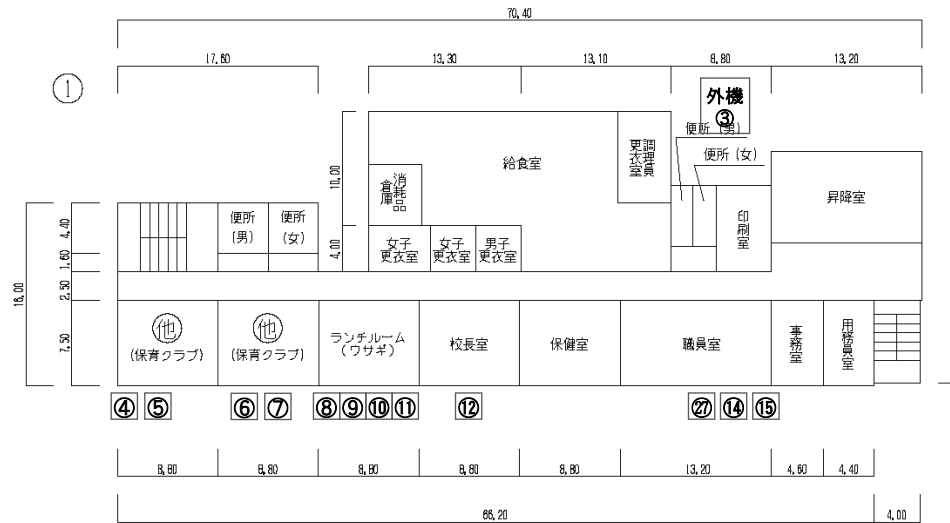


1 階

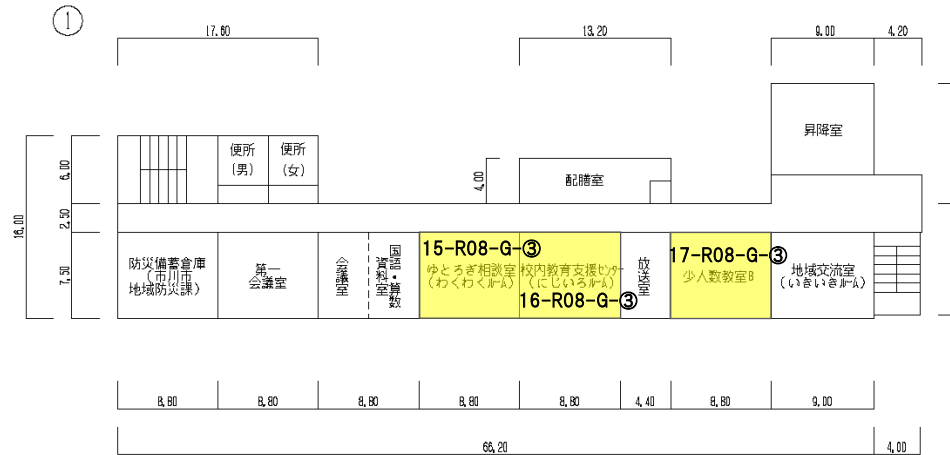

2 階

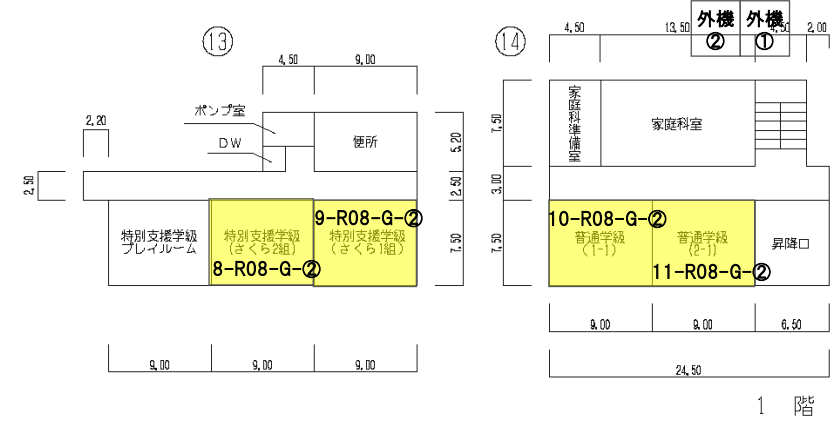

1 階

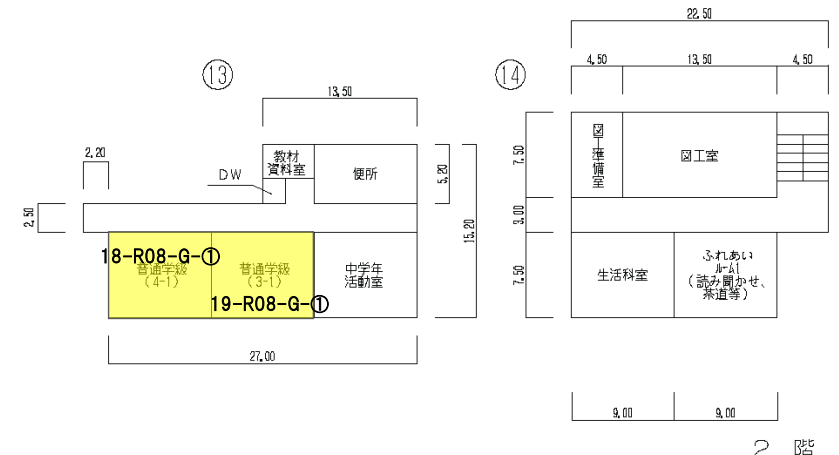

2 階





令和7年度

平面図	縮尺 0 5 10 15 20 25 m	1/600	学校名 新浜 小学校	調査年度 調	校区	市町村	学校	整理番号 433 - ②
					1:2	2:0:3	0:1:7:5	

フィルター清掃
対象機器

12棟1階;5台(天吊り形3台、壁掛け形2台)

12棟2階;6台(天吊り形) 19棟2階;4台(天吊り形)

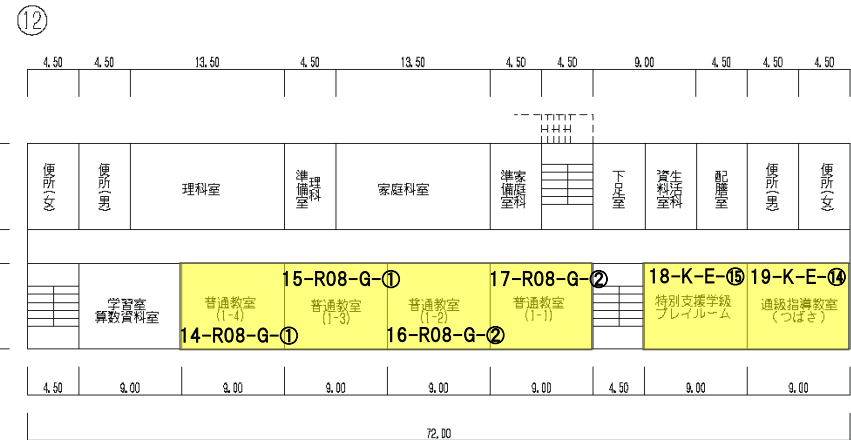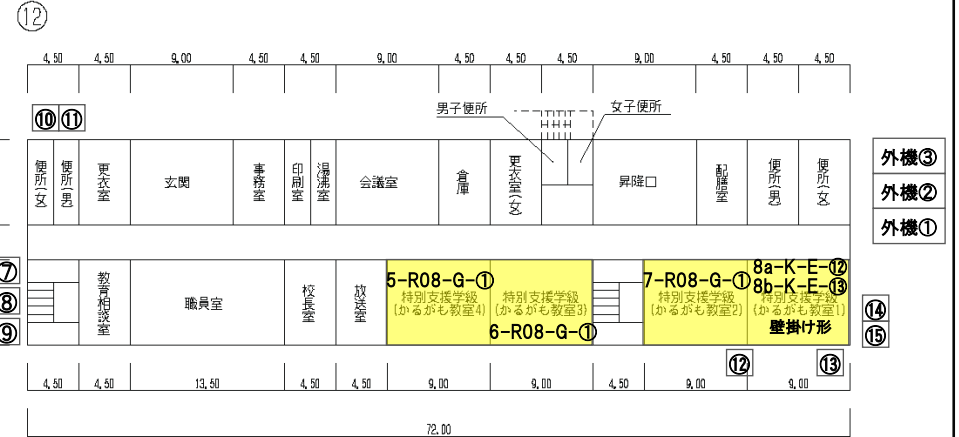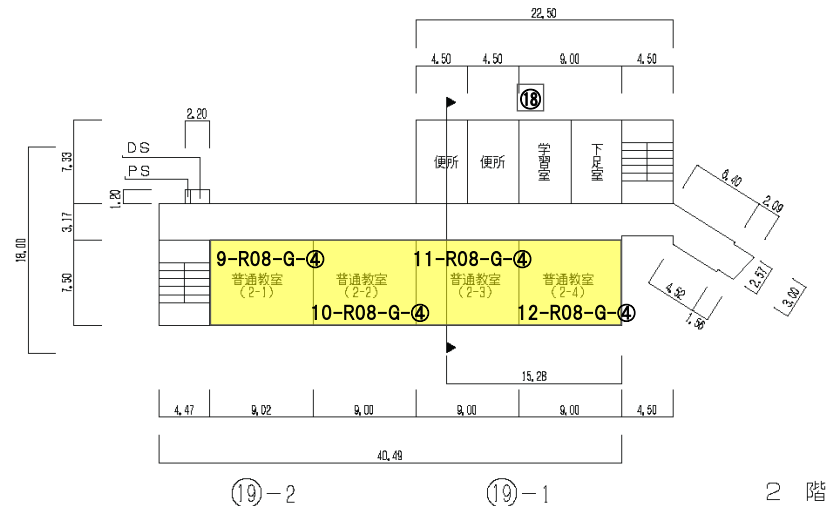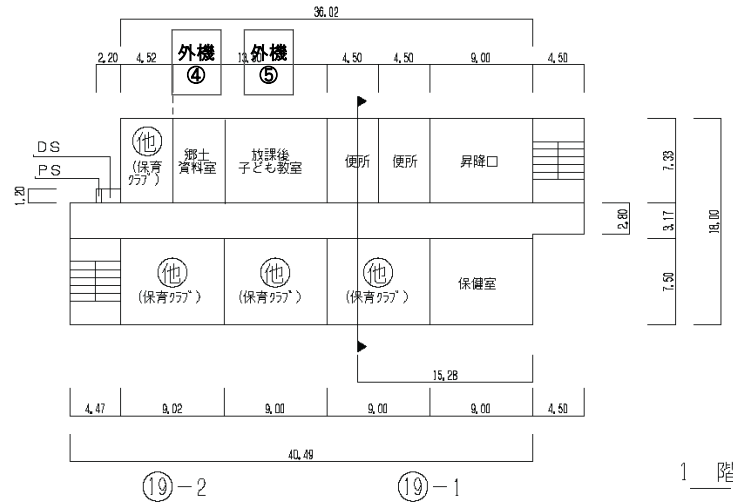

給食室	300㎡
プール専用付属室	51㎡

対象機器配置図

別紙-4-16

令和7年度

平面図	縮尺	0510152025m 1/600	学校名	新浜 小学校	調査年度	都道府県	（市町村）	（学校）	整理番号	433 - ③
					1/2	2/0/3	0/1/7/5			





フィルタ・清掃
対象機器

12棟3階;6台(天吊り形)

12棟4階;5台(天吊り形)

19棟3階;5台(天吊り形)


19棟4階;5台(天吊り形)

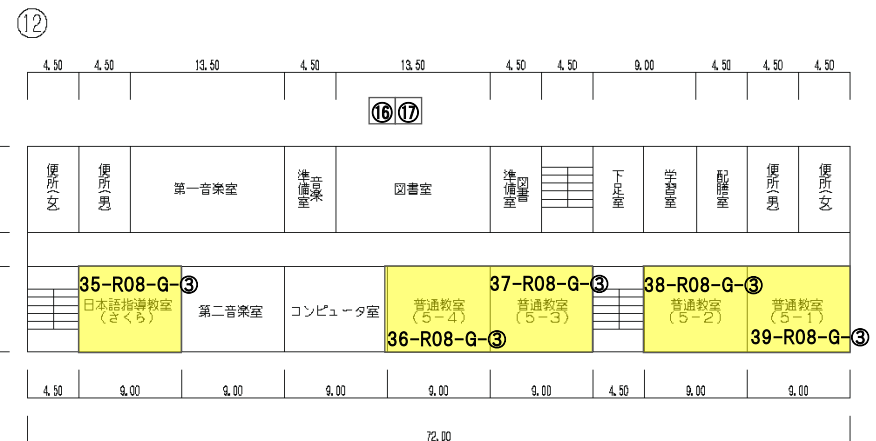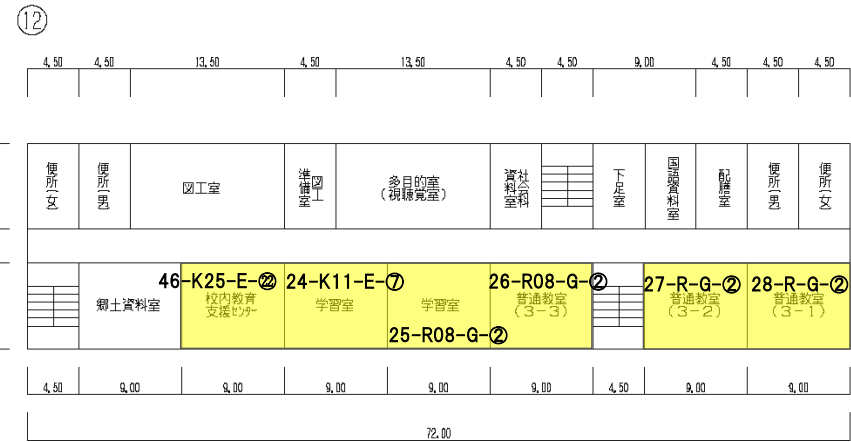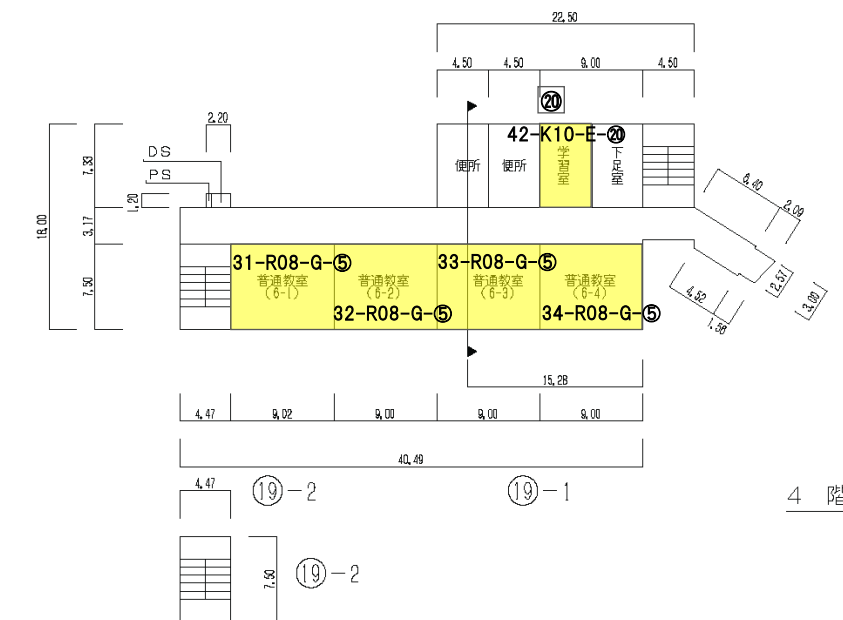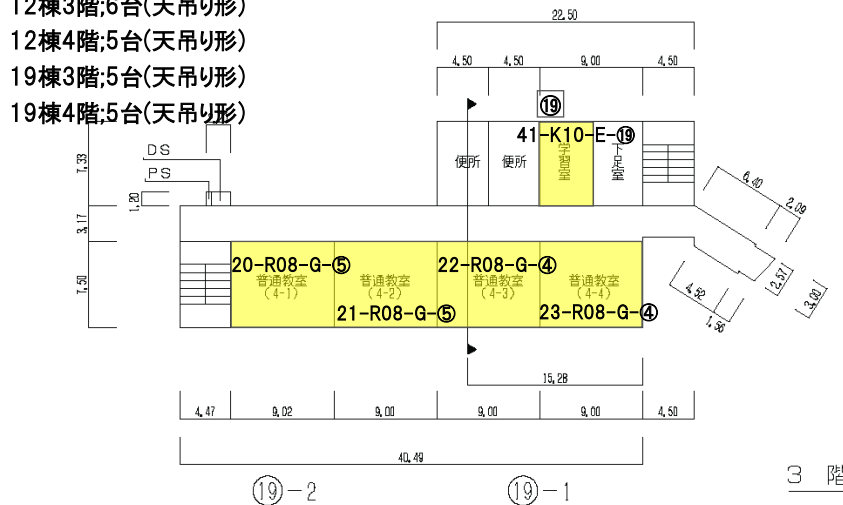

文 部 科 学 省

令和7年度

平面図	縮尺	0	5	10	15	20	25	m	学校名	富美浜 小学校	調査年度	令和7年度	（市町村）	（学校）	数 理 科 専 用 付 属 室	435 - ②
-----	----	---	---	----	----	----	----	---	-----	---------	------	-------	-------	------	--------------------------------------	---------

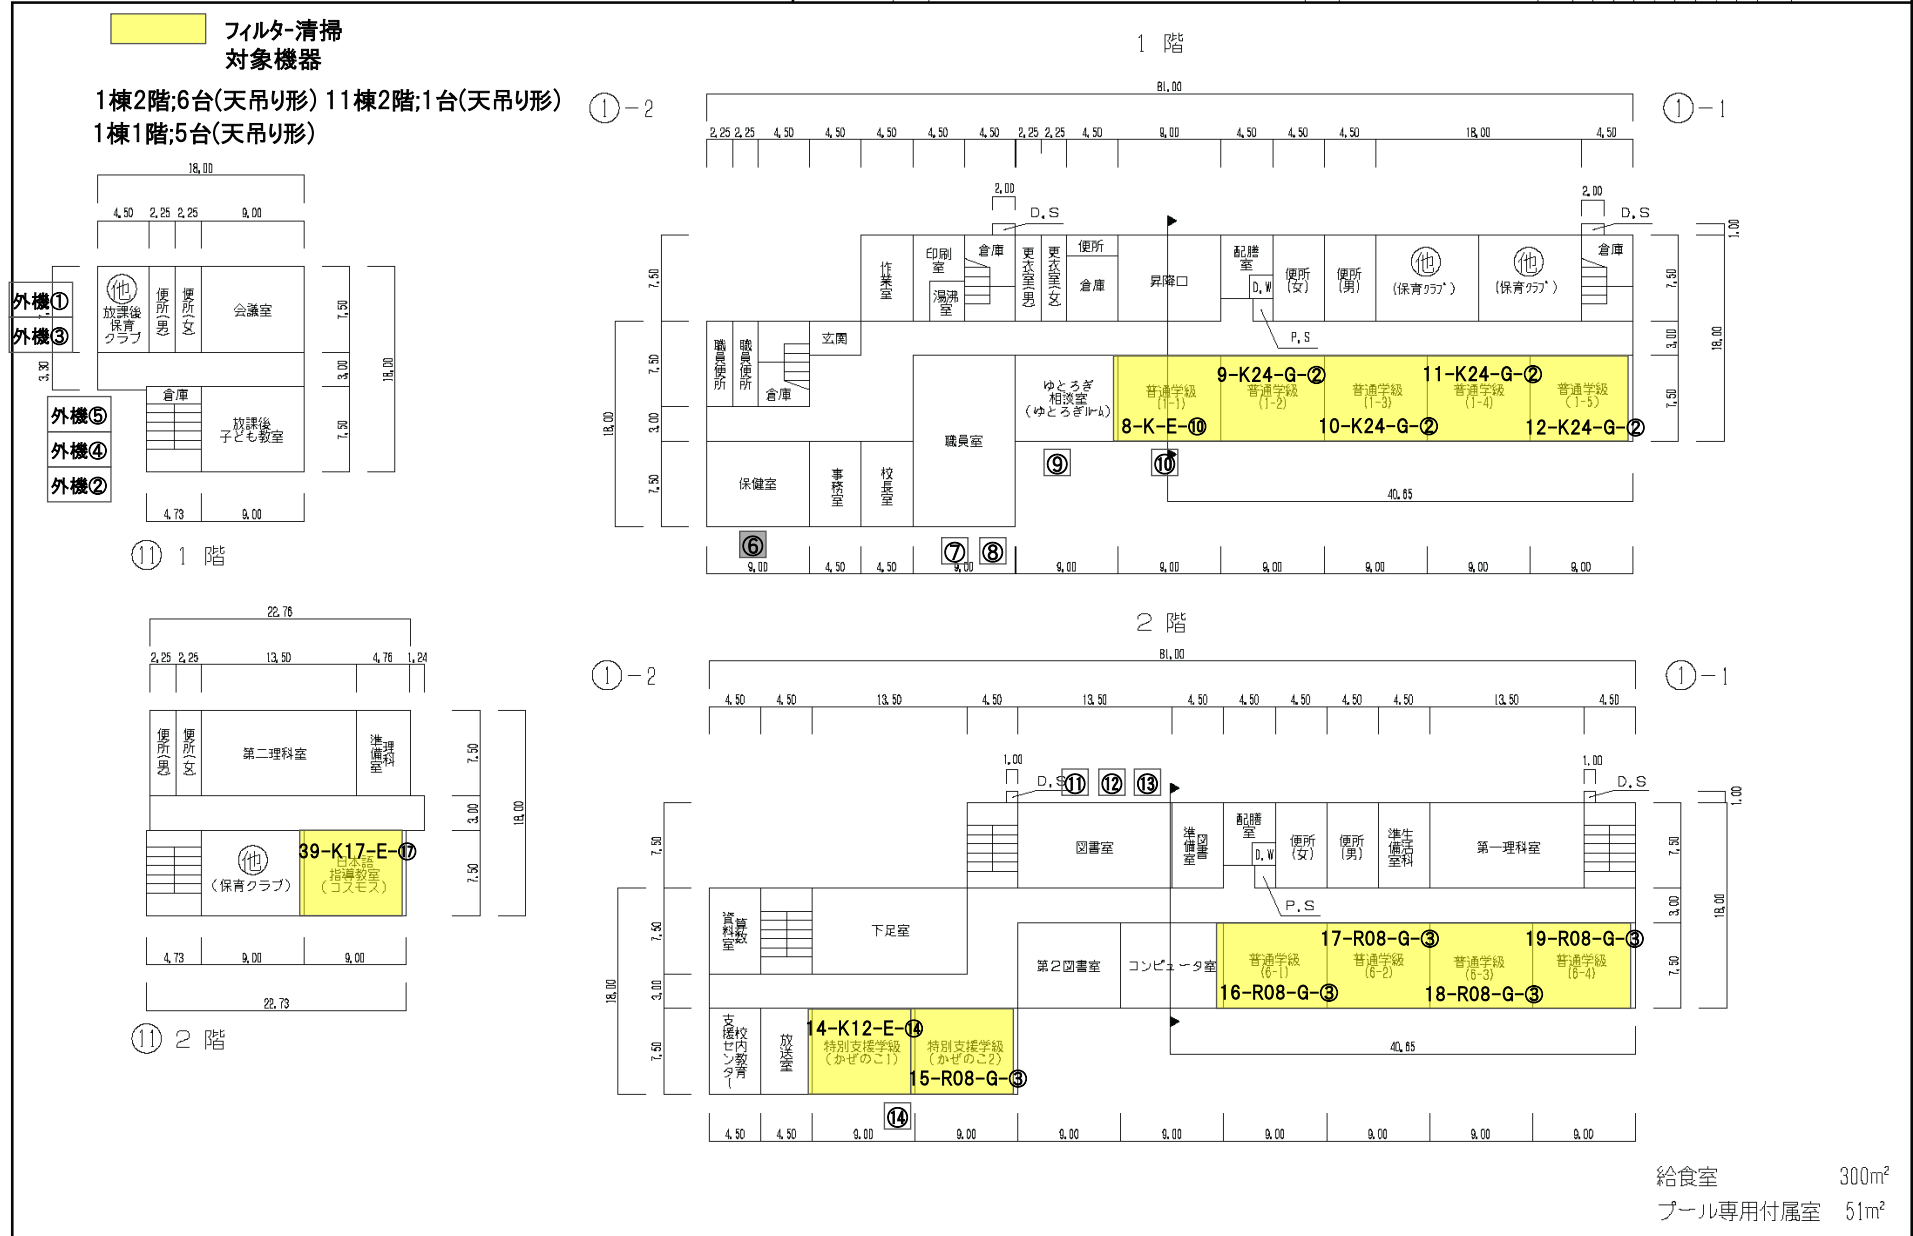

対象機器配置図


別紙-4-19

令和7年度

平面図	縮尺	0510152025m 1/600	学校名	富美浜 小学校	調査年度	都道府県	(市町村)	(学校)	設置年度	435 - ③
					1/2	2/0/3	0/1/7/7			





⑪ 3 階

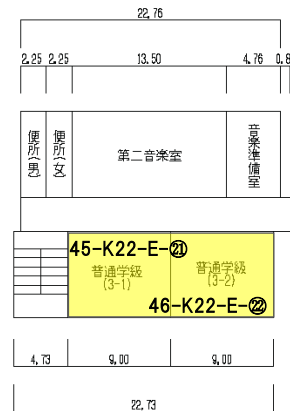

⑪ 4 階

フィルタ-清掃
対象機器

1棟3階;9台(天吊り形) 11棟3階;2台(天吊り形)
1棟4階;8台(天吊り形) 11棟4階;2台(天吊り形)

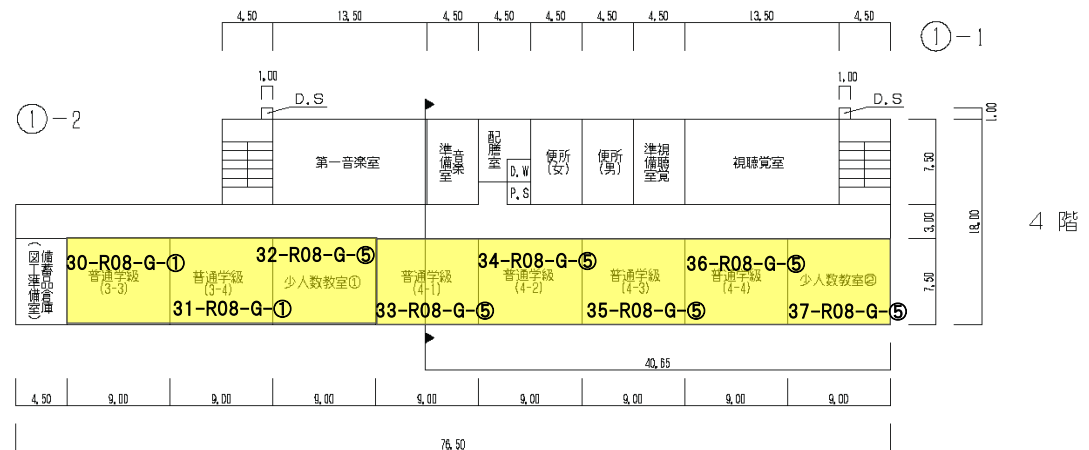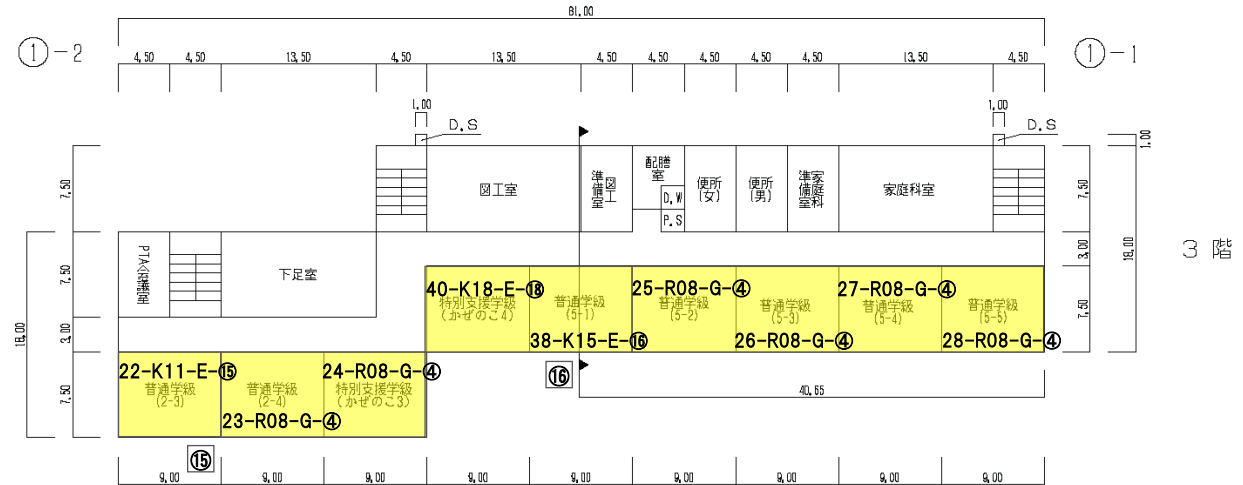

①-2 屋 階

①-1 屋 階

令和7年度

平面図

NOTE

1/8

2

100

新井 小学校

1.51 million

大	大
大	大

《市	《市
----	----


町村)

(1)

半枚入	1
1枚入	2
2枚入	3
3枚入	4
99枚入	100

[illegible]

439 - ②



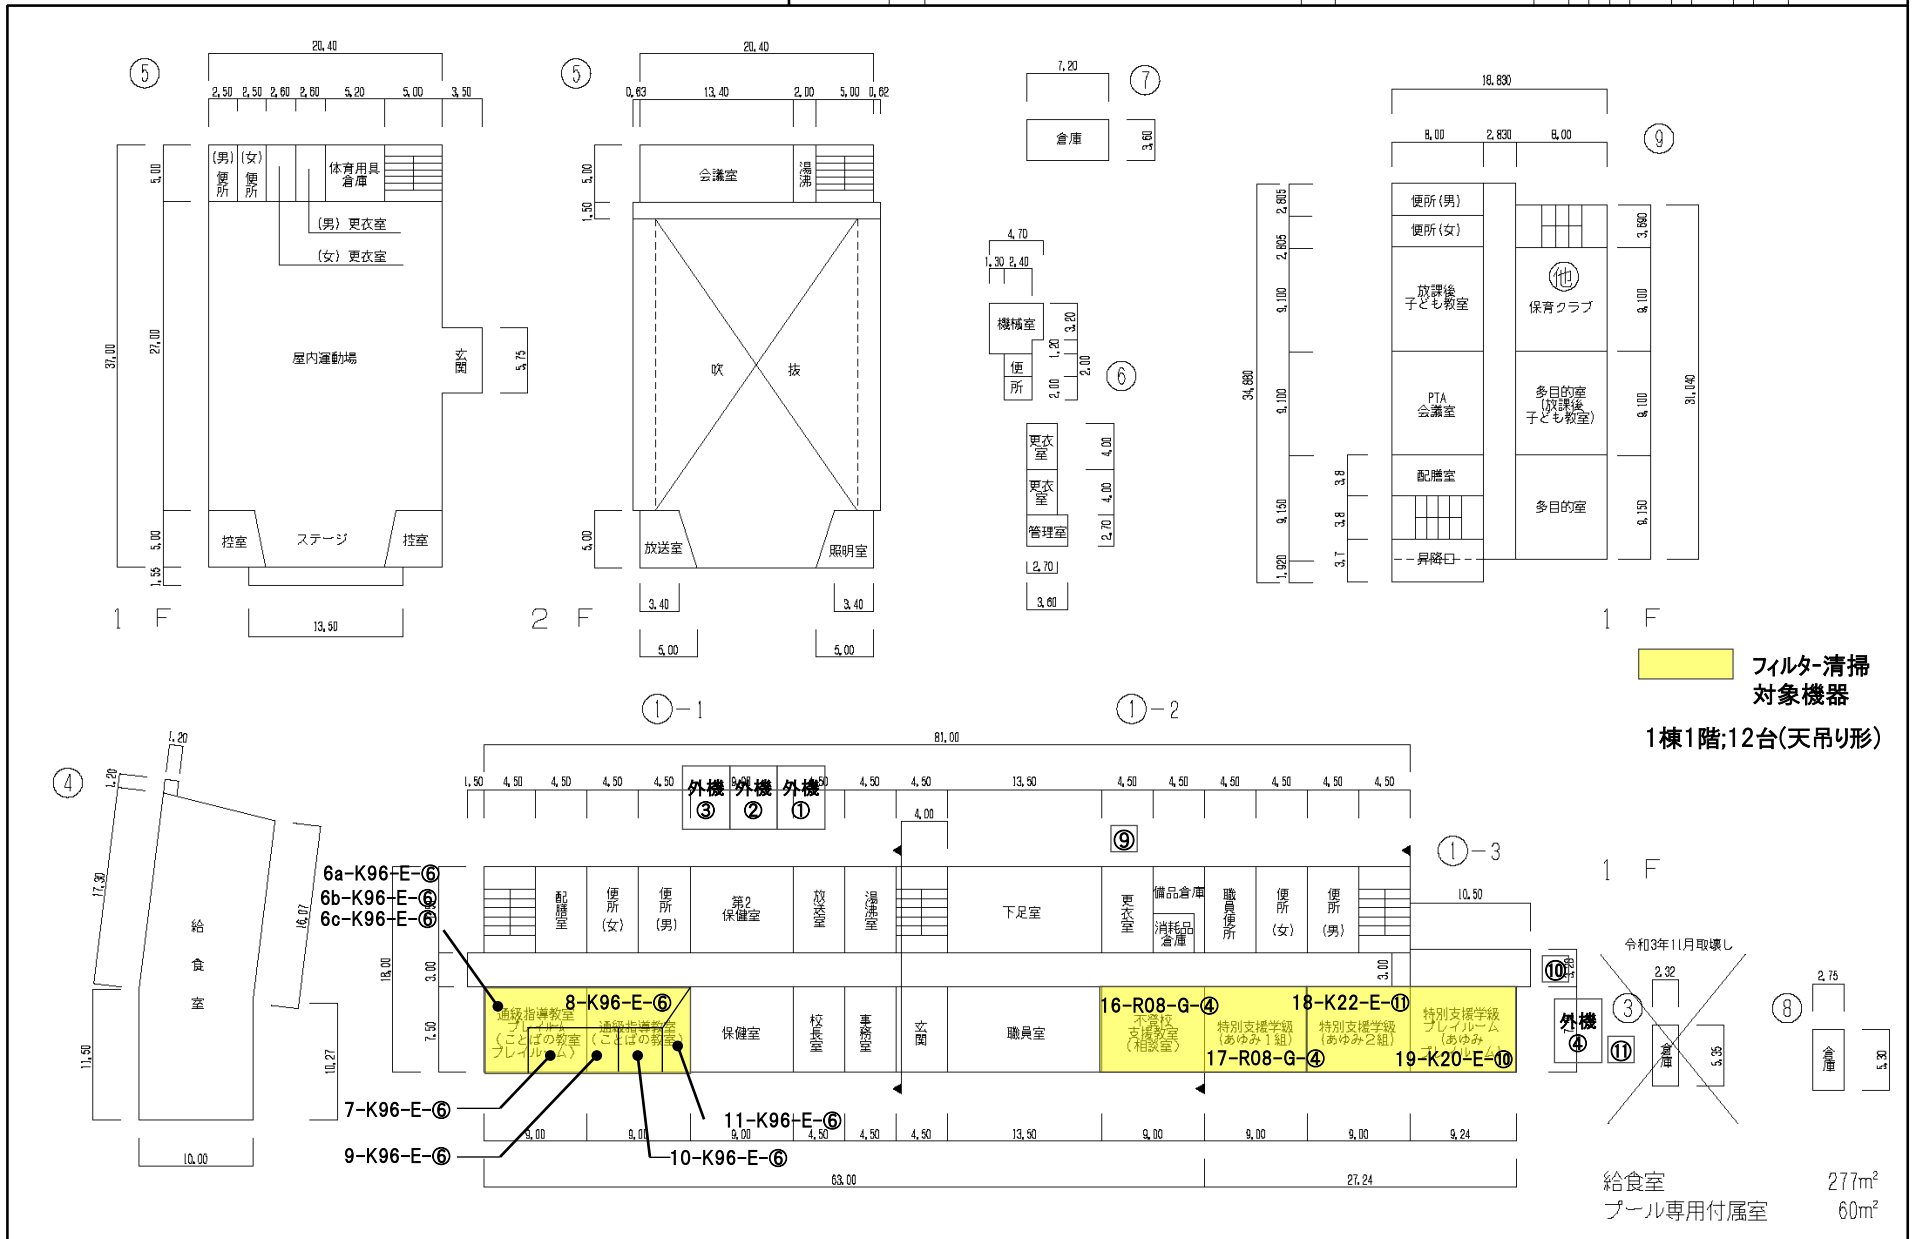


対象機器配置図

別紙-4-22

令和7年度

平面図	縮尺	0 5 10 15 20 25 m	1/600	学校名	新井 小学校	調査年度	1/2	調査年度	2/0/3	調査年度	0/1/8	調査年度	1/1	調査年度	439 - ③
-----	----	-------------------	-------	-----	--------	------	-----	------	-------	------	-------	------	-----	------	---------

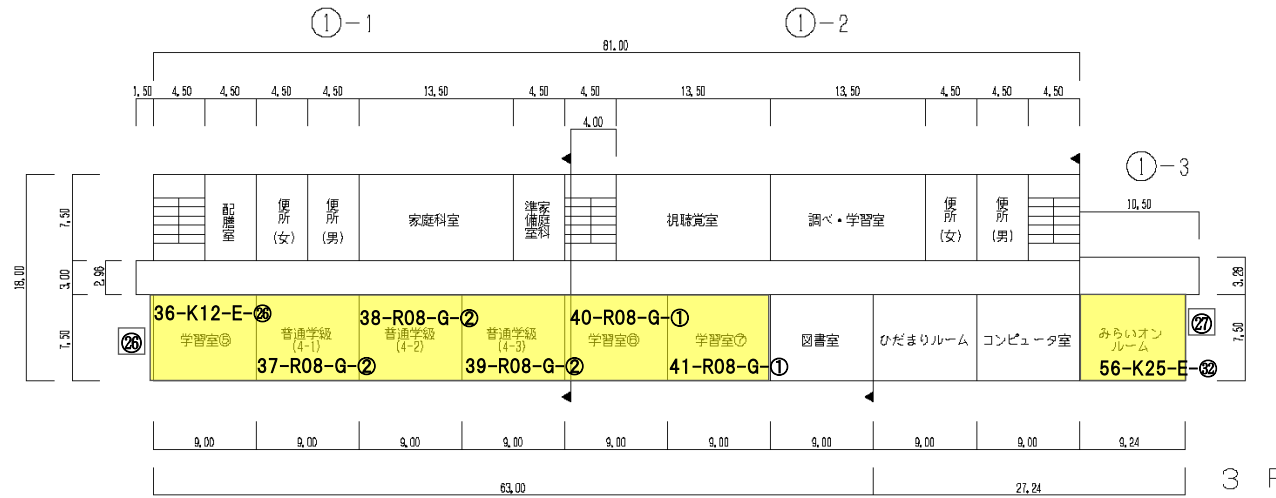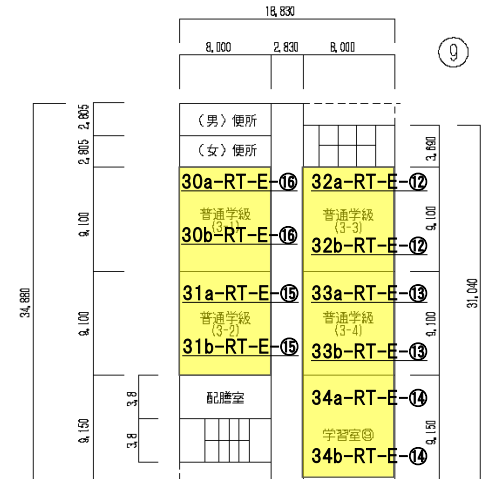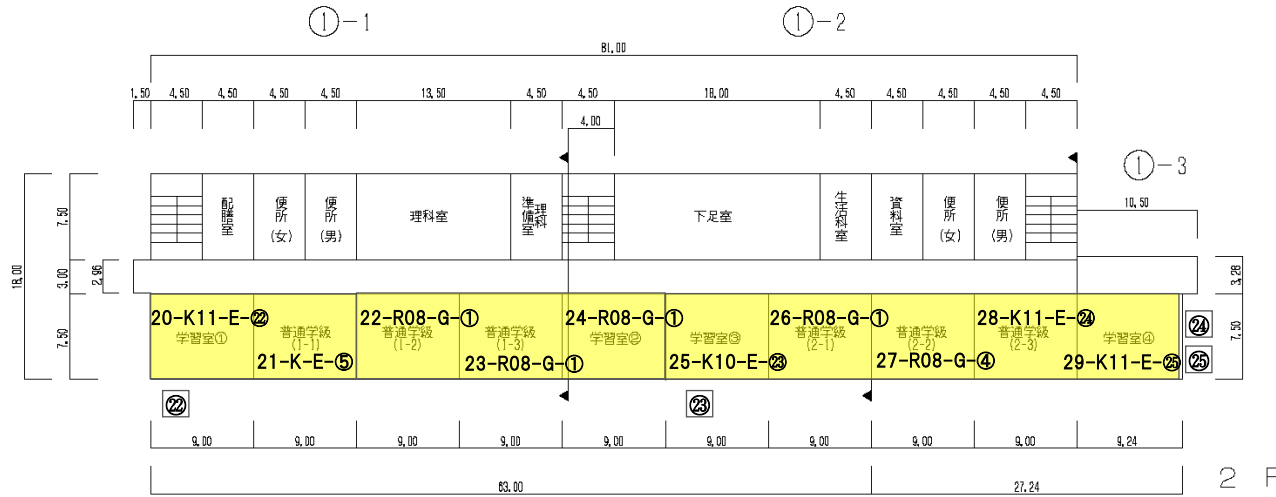


フィルタ・清掃
対象機器

- 1棟2階;10台(天吊り形)
- 1棟3階;7台(天吊り形)
- 9棟2階;10台(天吊り形)

令和7年度

平面図	縮尺 0 5 10 15 20 25 m 1/600	学校名 新井 小学校	調査年度 1/2	都道府県 (市町村) 2/0/3	(学 校) 0/1/8/1	建物 階層 (00階層)	439 - ④
-----	----------------------------------	---------------	-------------	------------------------	------------------	--------------------	---------

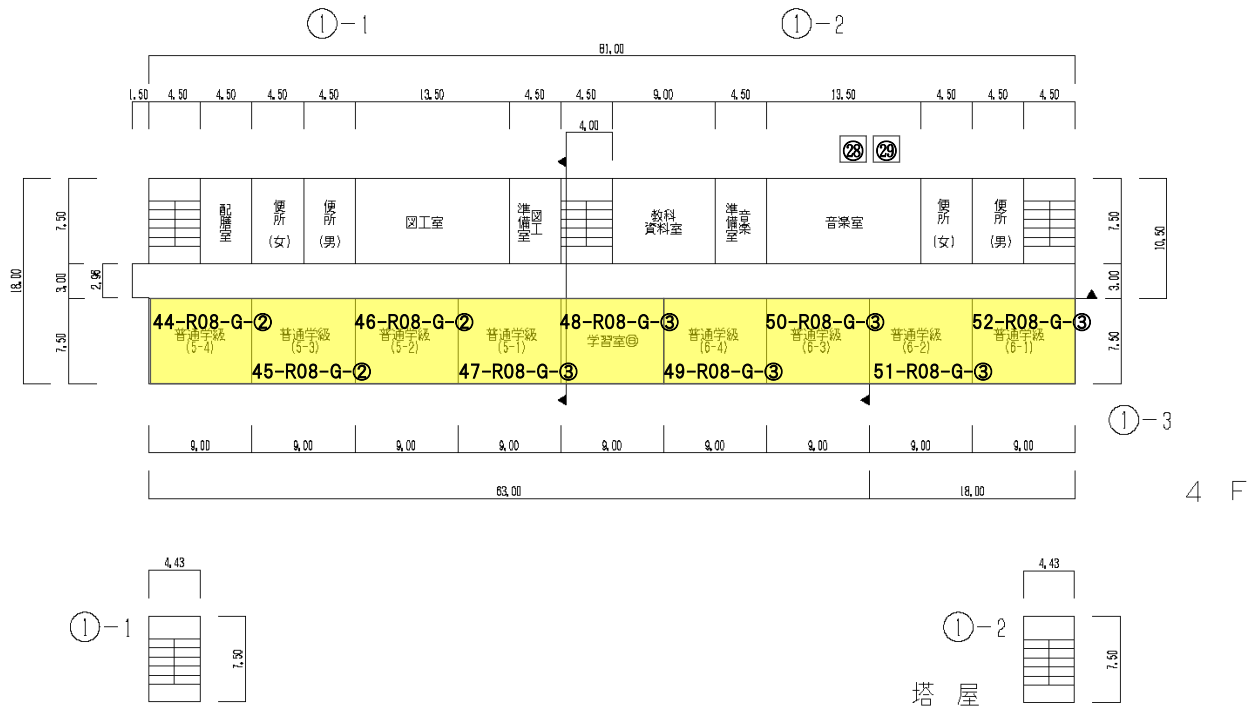


フィルタ-清掃
対象機器
1棟4階;9台(天吊り形)

令和7年度

平面図	縮尺	0 5 10 15 20 25 m	1/600	学校名	南新浜 小学校	調査年度	令和7年度	調査月	2025年3月	調査日	2025年11月8日	調査時間	2時間	調査場所	南新浜 小学校	調査者	440 - ②
-----	----	-------------------	-------	-----	---------	------	-------	-----	---------	-----	------------	------	-----	------	---------	-----	---------

フィルタ-清掃
対象機器


1棟1階;12台(天吊り形)

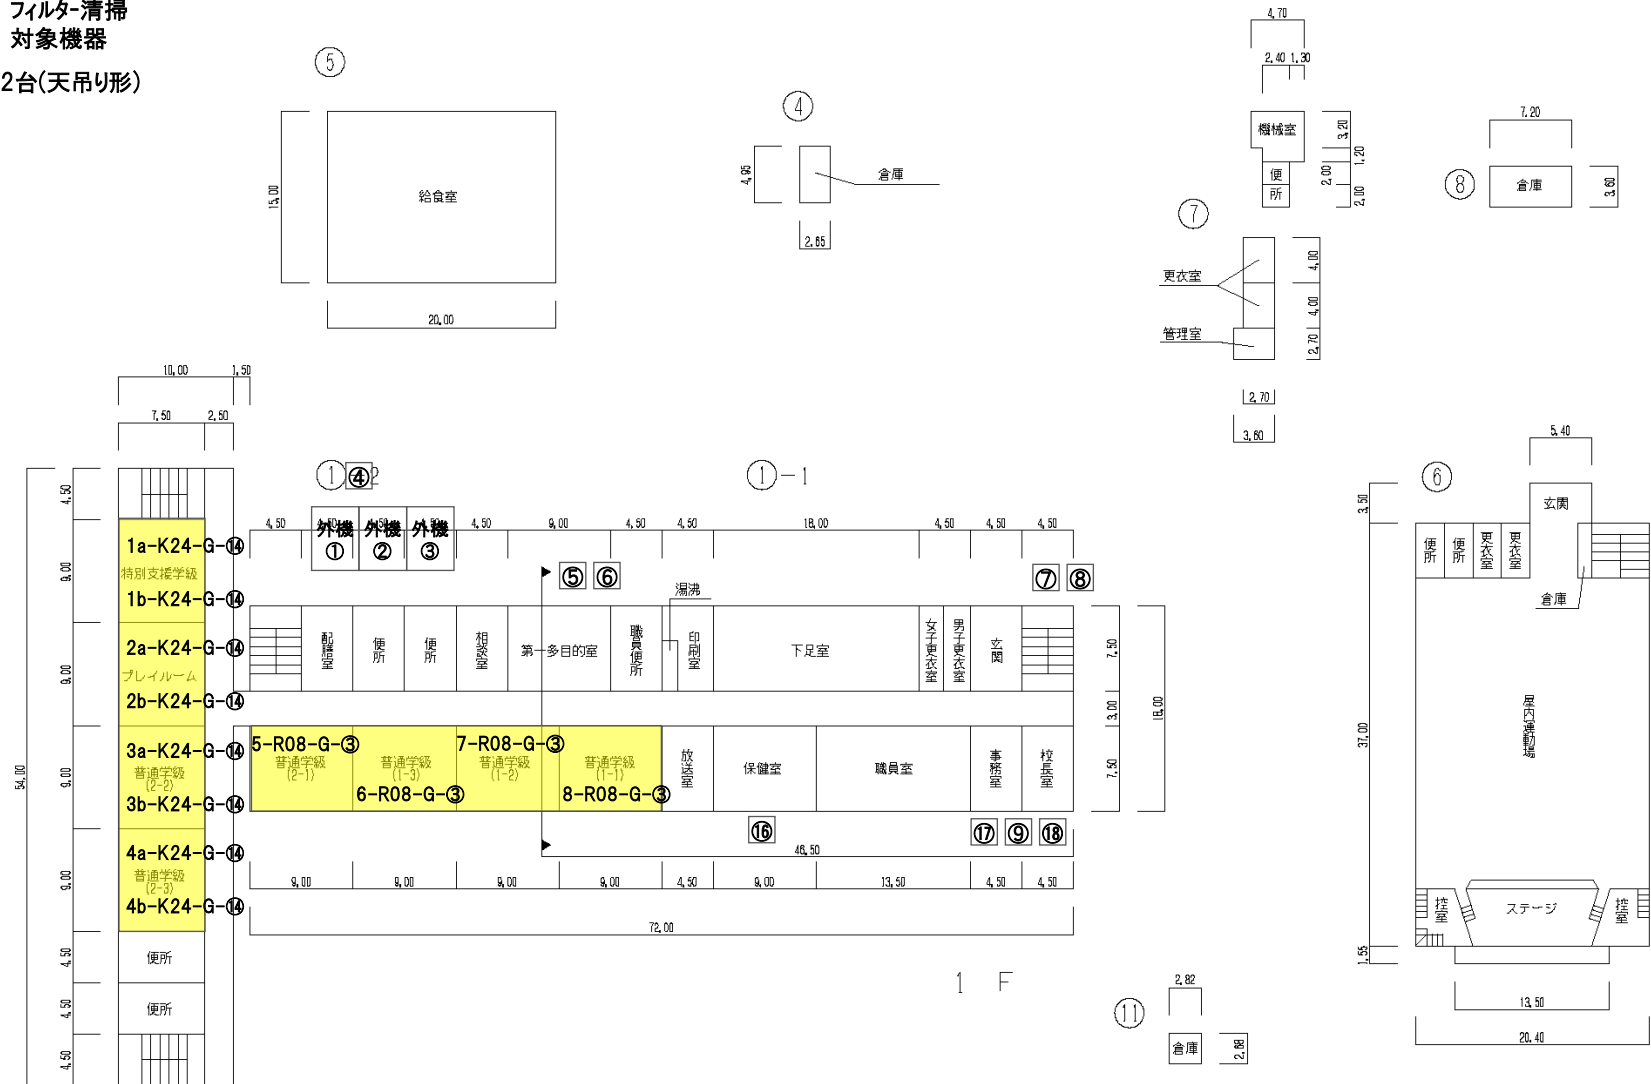

給食室 300㎡
プール専用付属室 60㎡

令和7年度

平面図	縮尺	1/600					学校名	南新浜 小学校	調査年度 調査番号	〈都道府県〉		〈市町村〉		〈学校〉		整理番号	440 - ③
		0	5	10	15	20				25	E	1	2	2	0		

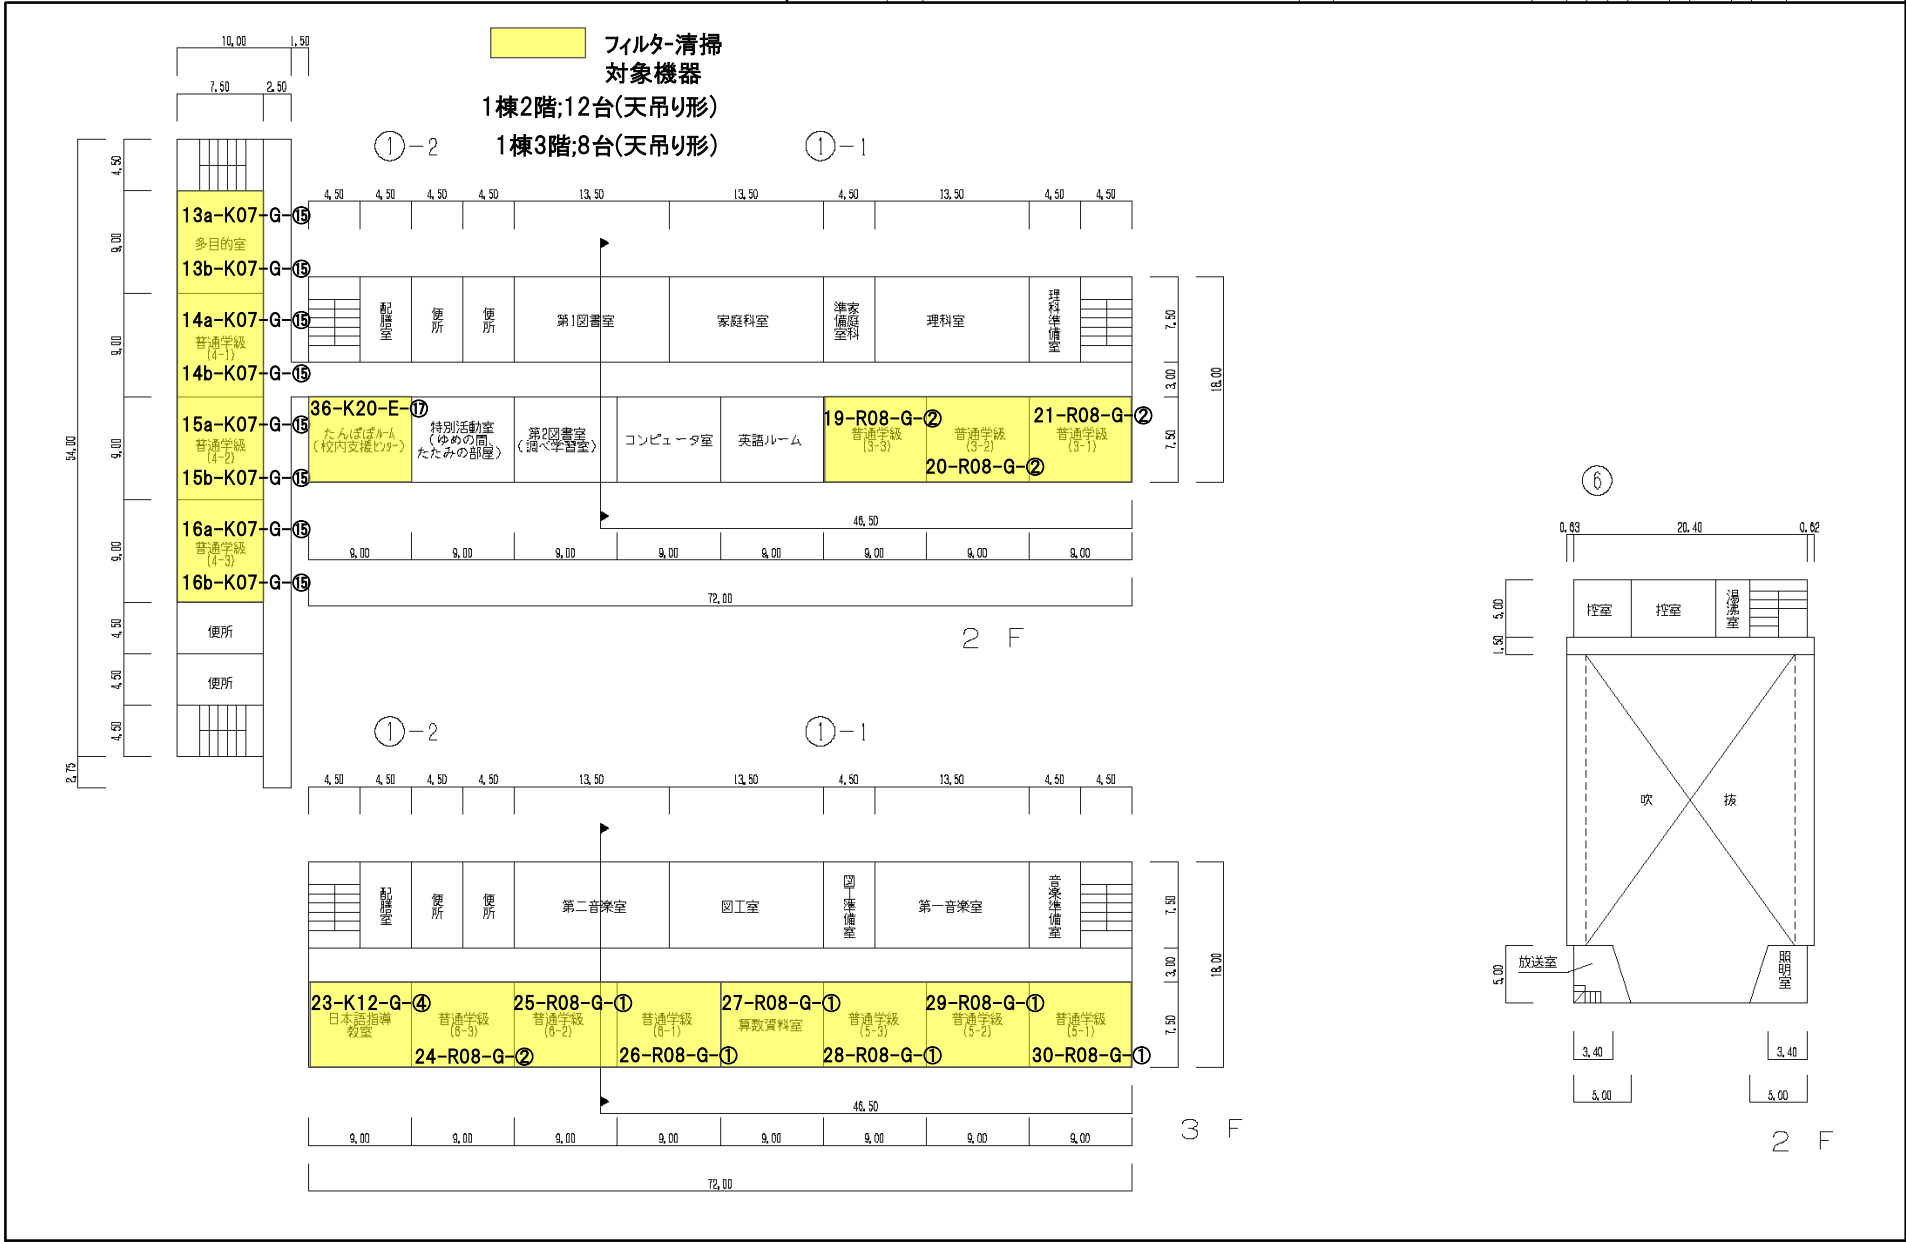

令和7年度

施設の配置図

縮尺

0 5 10 20 30 40 50 m

学校名

塩焼 小学校

調査年度

1/2

調査年度

2/0/3

調査年度

0/1/6/4

調査年度

442 - ①

凡 例

建 物

未とり未とりこわし建物

危 険 建 物

借 借 用 建 物

一 時 一 時 使 用 建 物

屋外教育環境整備事業によるもの

未元未完成建物

建物以外の工作物等

門 正門、通用門

吹 吹き抜けの渡廊下

自 自転車置場

簡 簡易な小規模構造物

受 受水槽

電 キュービクル

浄 浄化槽

用 用 障

動 動物小屋

倉 倉 庫

他 当該学校以外の建物

撲 相撲場

鉄 鉄 棒

砂 砂 場

ウ 雲 梯

シ ジャングルジム

フ ブランコ

ス スペリ台

ハ バスケットゴール

築 築 山

ト 登はん棒

肋 肋 木

温 温 室

塩焼小学校フィルタ-清掃対象機器


7棟1階;2台(天吊り形)

1棟2階;11台(天吊り形)

1棟3階;8台(天吊り形) 7棟3階;2台(天吊り形)

1棟4階;6台(天吊り形) 7棟4階;2台(天吊り形)

計31台

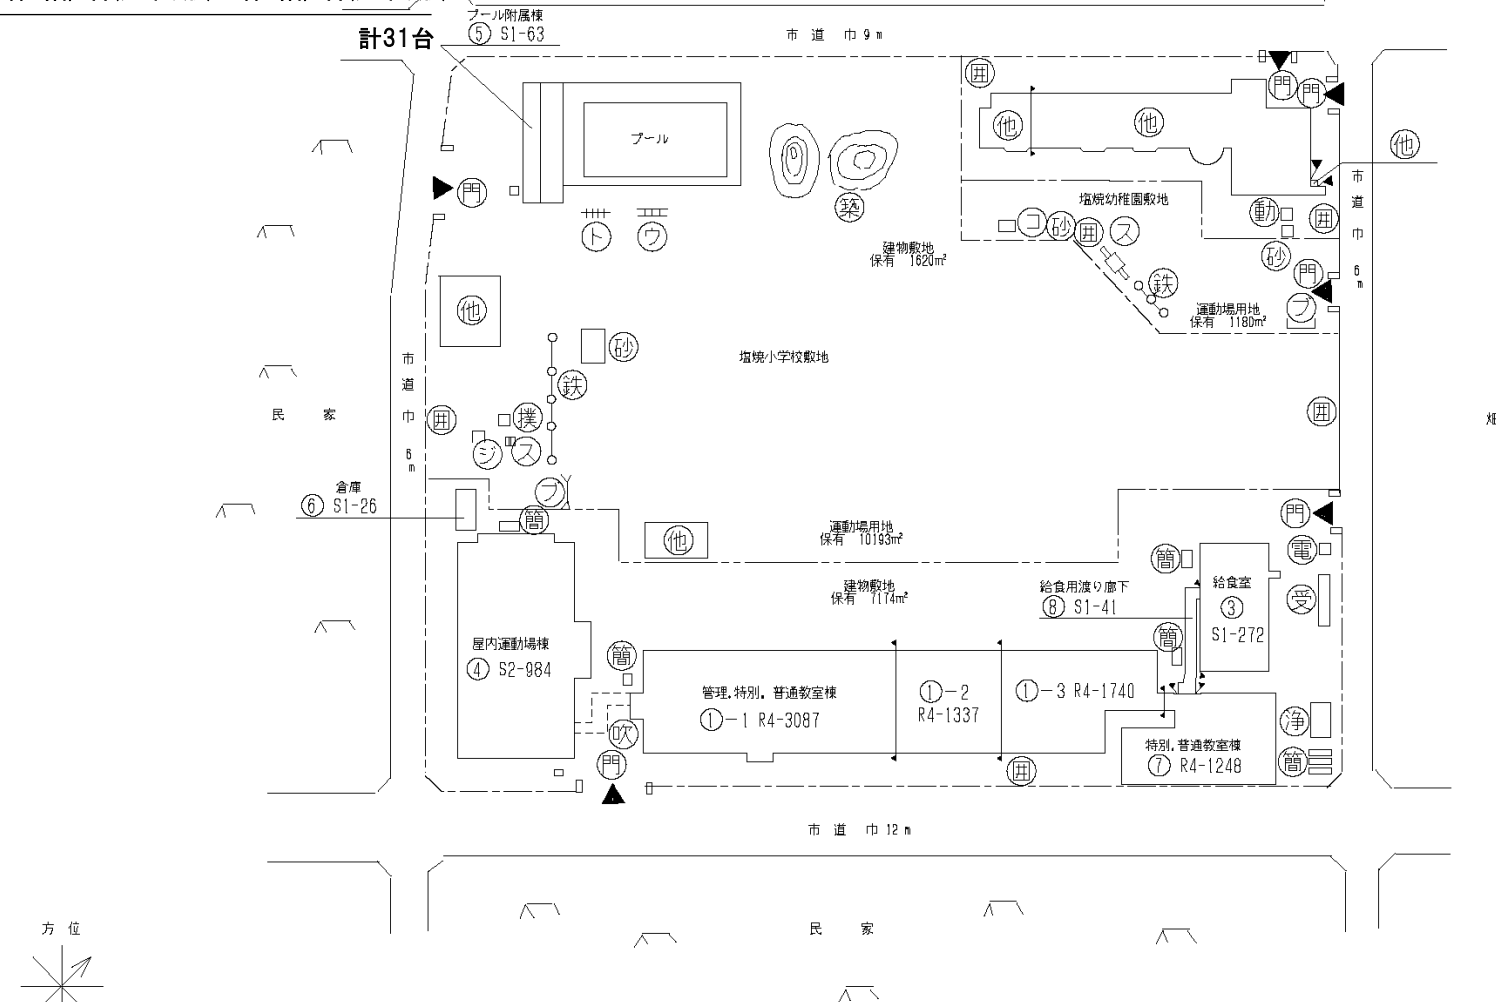

方 位




(北に矢印を付す)

令和7年度

平面图		学校名 塩焼 小学校	調査番号 112 2013 01184	整理番号 442 - ②
-----	--	---------------	------------------------	-----------------

 フィルタ-清掃
対象機器

7棟1階;2台(天吊り形)

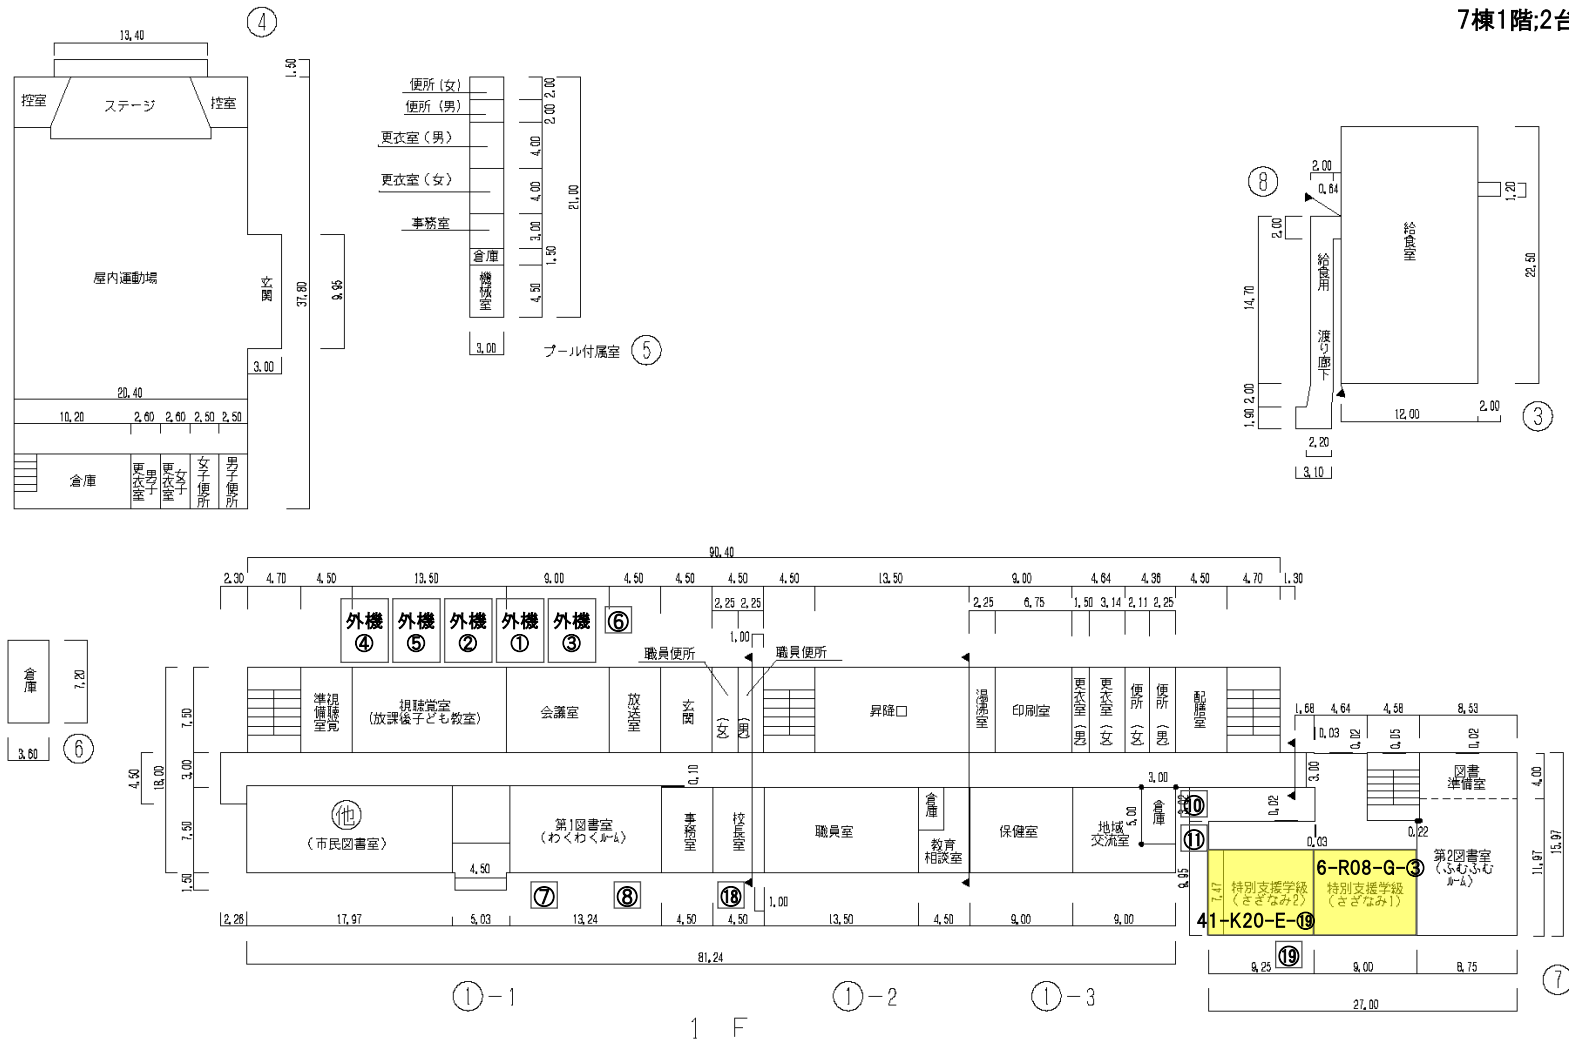


プール専用付属室 63m²
給食室 313m²

令和7年度

平面图		学校名 塩焼 小学校	調査番号 112 2013 01184	整理番号 442 - ③
-----	--	---------------	------------------------	-----------------

 **フィルター清掃
対象機器**

1棟2階;11台(天吊り形)

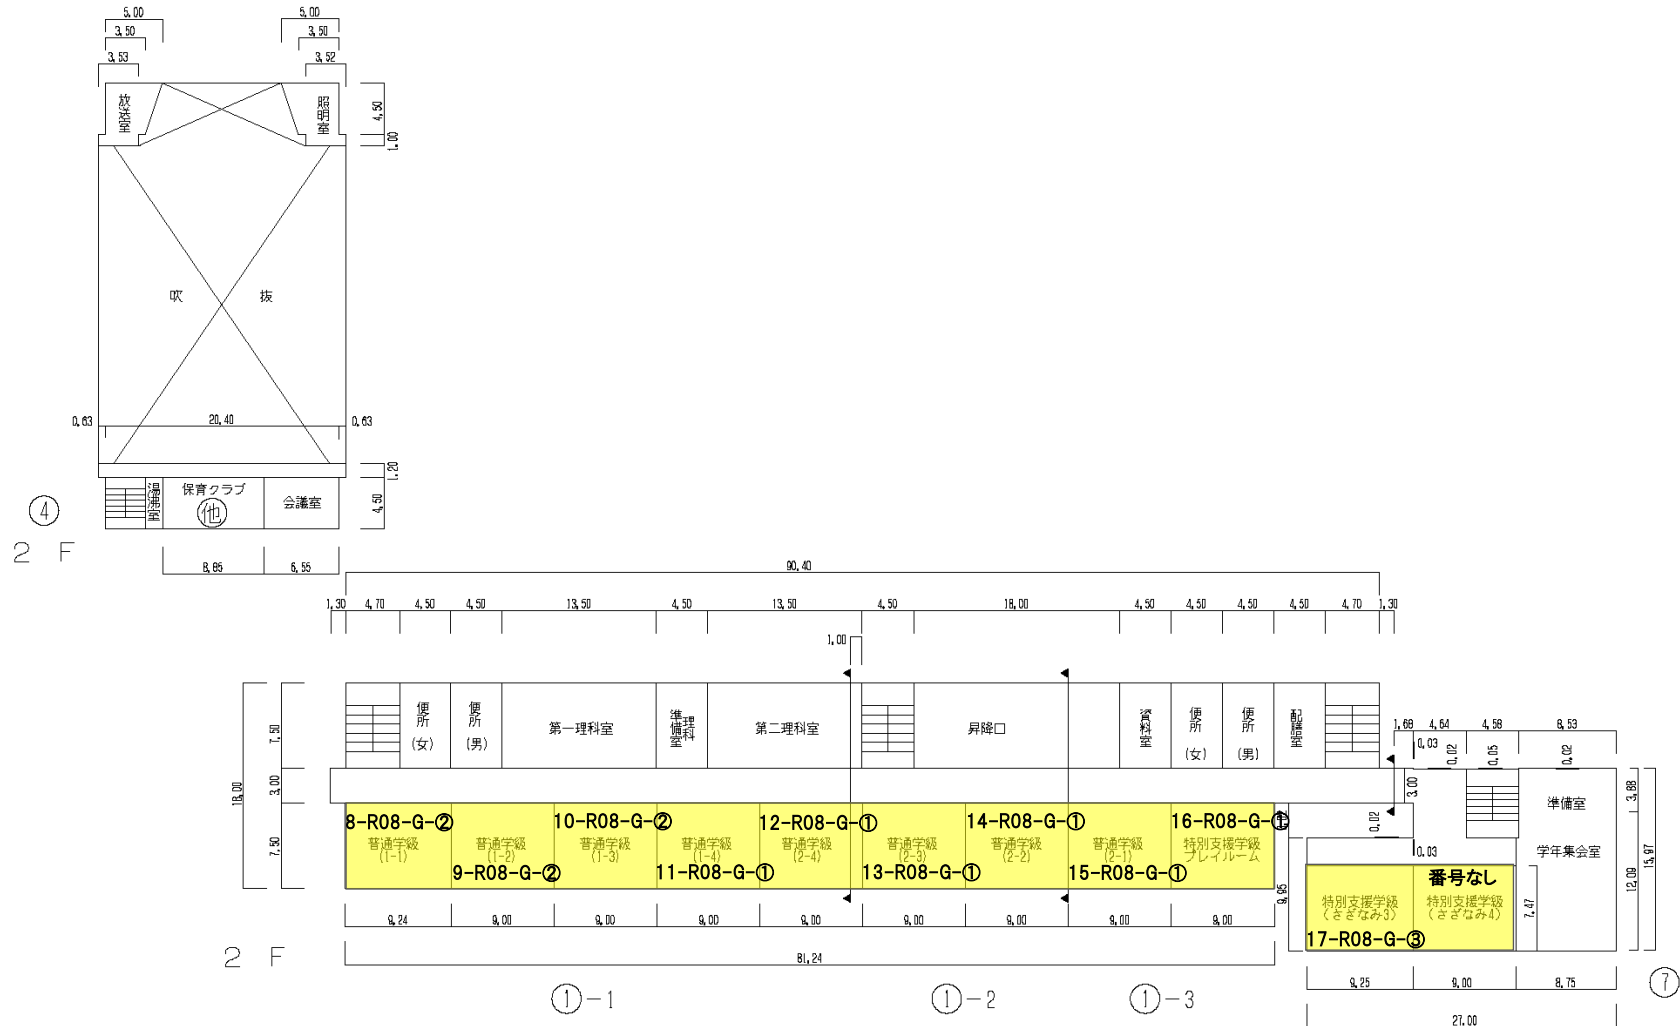

対象機器配置図

別紙-4-30





令和7年度

平面図	縮尺	0 5 10 15 20 25 m	1/600	学校名	塩焼 小学校	調査年度	調査月	調査日	調査時間	調査場所	調査者	調査内容	調査結果	調査備考
						1	2	2	0	3	0	1	8	4
														442 - ④

フィルタ清掃
対象機器

1棟3階;8台(天吊り形) 7棟3階;2台(天吊り形)

  1棟4階;6台(天吊り形) 7棟4階;2台(天吊り形)

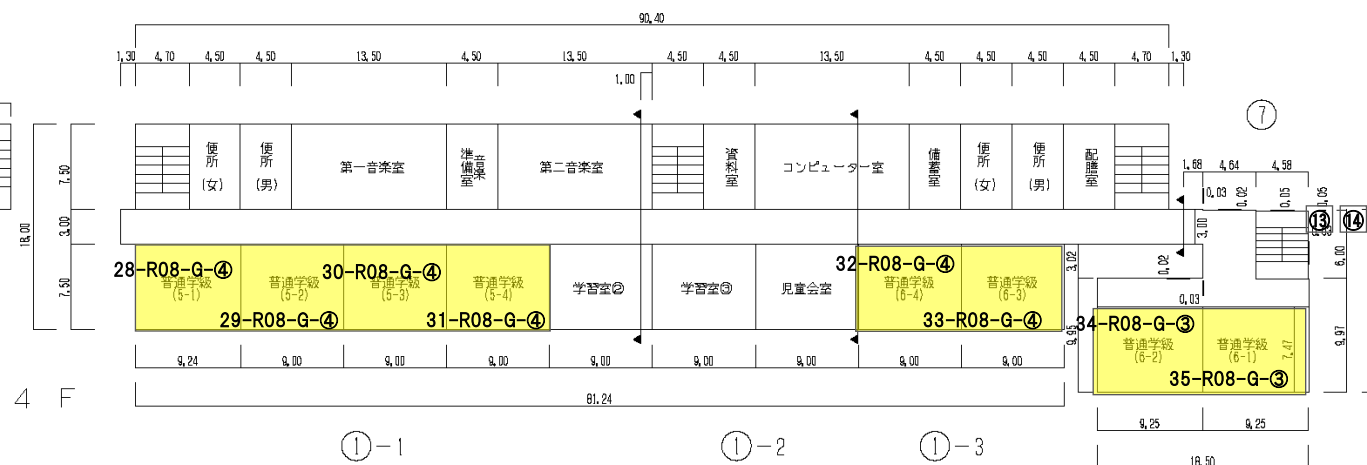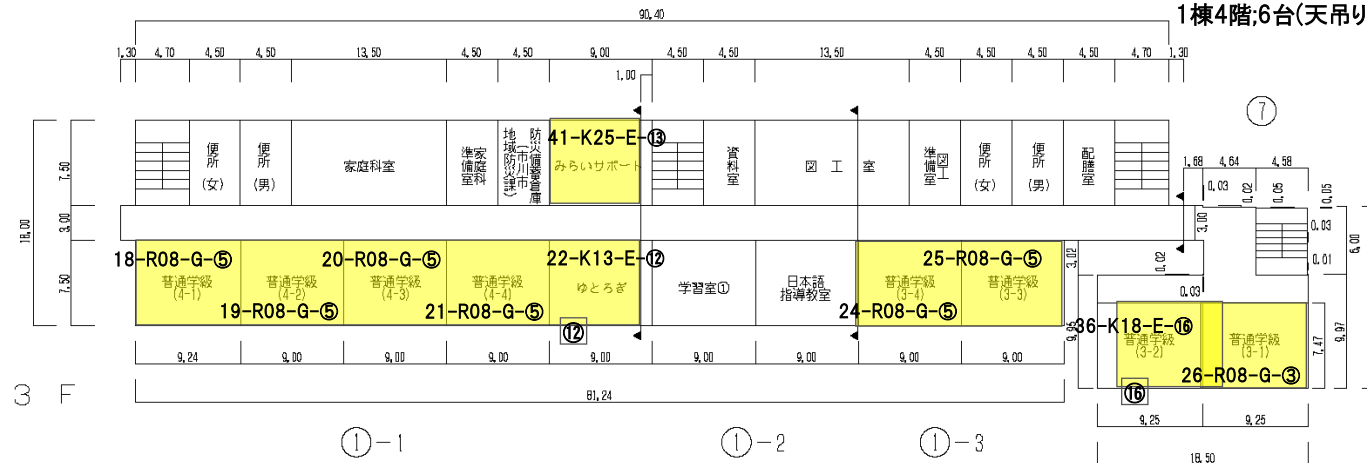

令和7年度

施設の配置図

縮尺

0 5 10 20 30 40 50 60 m

学校名

第七 中学校

調査年度

調査年度

454 - ①

凡 例

建 物

未と未とこわし建物

危危険建物

借借用建物

一時使用建物

屋外教育環境整備事業によるもの

未元未完成建物

建物以外の工作物等

門 正門、通用門

吹 吹き抜けの渡廊下

自 自転車置場

簡 簡易な小規模構造物

受 受水槽

電 キュービクル

浄 浄化槽

用 用 障

動 動物小屋

倉 倉 庫

他 当該学校以外の建物

撲 相撲場

鉄 鉄 棒

砂 砂 場

温 温 室

ハ バックネット

平 平行棒

第七中学校フィルタ-清掃対象機器


12棟1階;3台(天吊り形) 22棟1階;7台(天吊り形)

12棟2階;3台(天吊り形)

12棟3階;3台(天吊り形)

12棟4階;5台(天吊り形)

合計21台

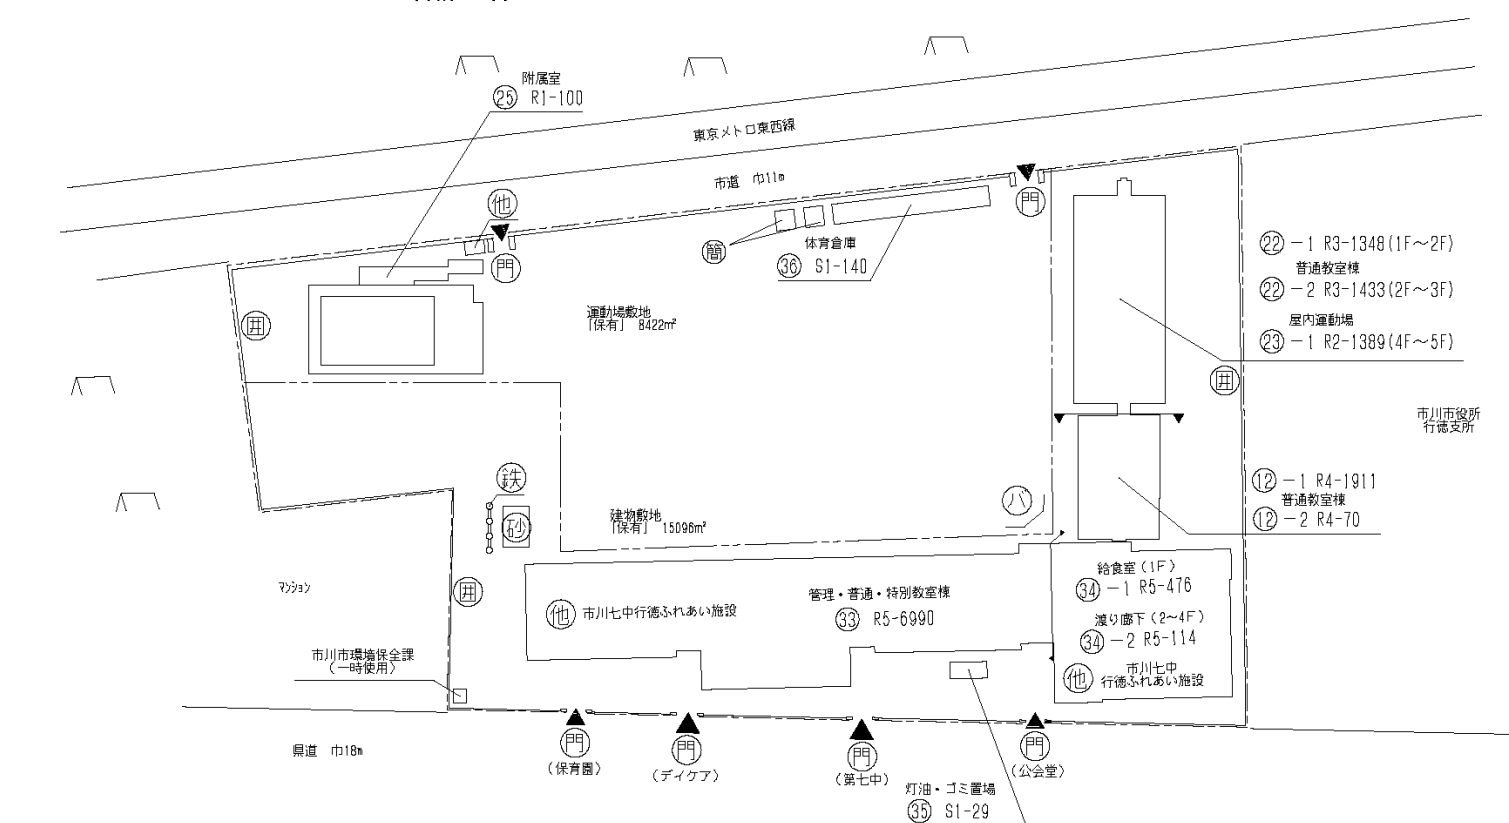

方 位








(北に矢印を付す)

令和7年度

平面図	縮尺	1/600	0 5 10 15 20 25 m	学校名	第七 中学校	調査年度	令和7年度	調査地域	(市町村)	(学校)	調査対象	454 - ②
						1/2	2/0/3	3/6/0/7				

フィルタ-清掃
対象機器

 - 12棟1階;3台(天吊り形)
- 12棟2階;3台(天吊り形)
- 12棟3階;3台(天吊り形)
- 12棟4階;5台(天吊り形)

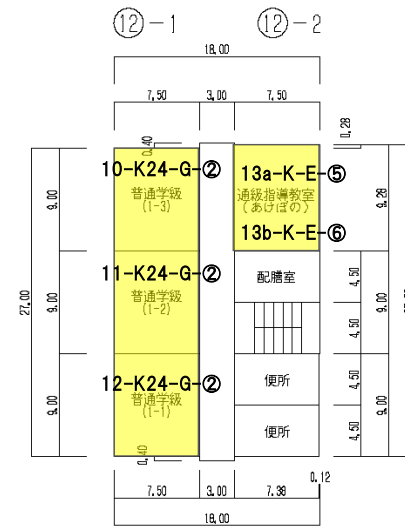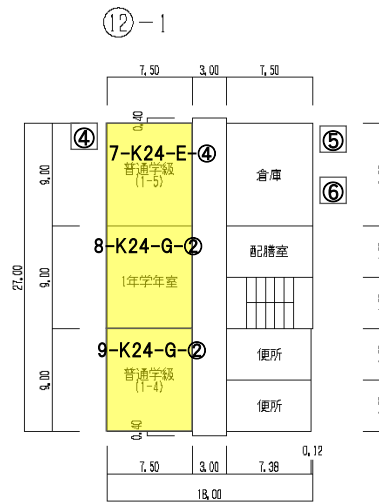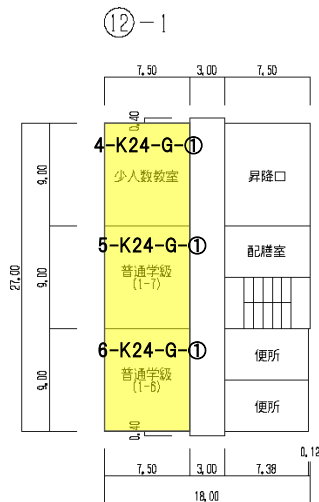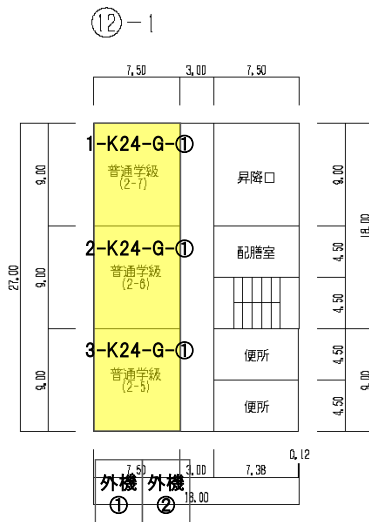

令和7年度

施設の配置図

縮尺

0 5 10 20 30 40 50 60 m

1151

福栄 中学校

Figure 1

1	1
---	---

12	
----	--

210

村)	
13	

36

1

1	1
---	---

2014/06/06

458

1 - (

①

1

福栄中学校フィルター清掃対象機器


1棟1階;5台(天吊り形)

1棟2階;8台(天吊り形)

1棟3階;8台(天吊り形)

1棟4階;8台(天吊り形)

計29台

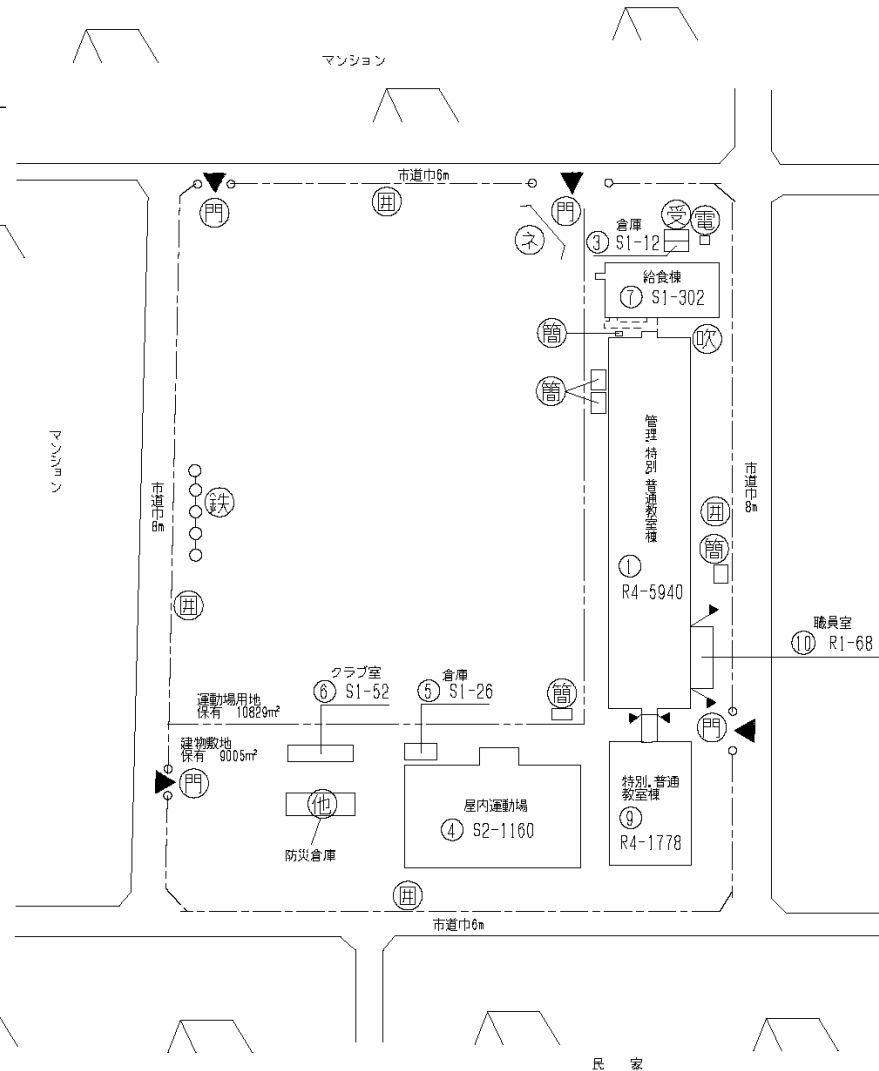

対象機器配置図





別紙-4-35

令和7年度

平面図	縮尺	0 5 10 15 20 25 m	1/600	学校名	福栄 中学校	調査年度	令和7年度	（市町村）	1/2	2/0	3/1	（学校）	3/6	1/1	1/1	設置場所	408室	458 - ②
-----	----	-------------------	-------	-----	--------	------	-------	-------	-----	-----	-----	------	-----	-----	-----	------	------	---------


フィルタ-清掃
対象機器

1棟1階;5台(天吊り形)
1棟2階;8台(天吊り形)

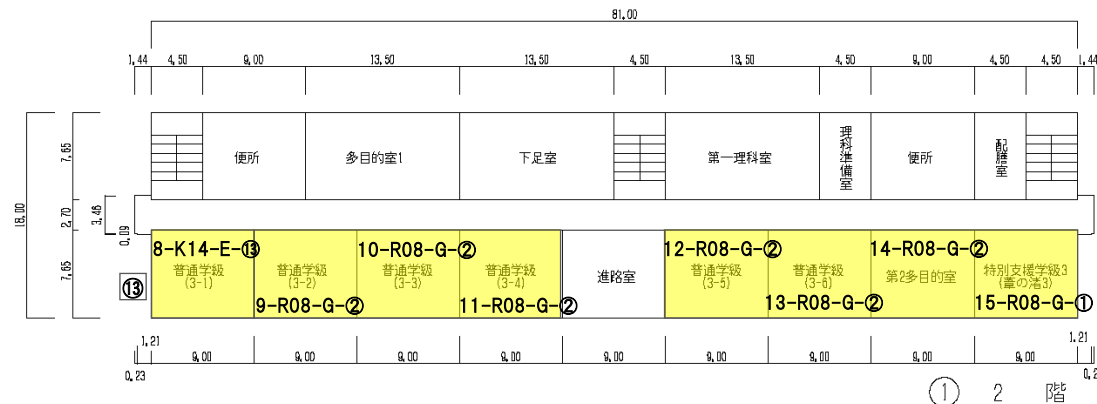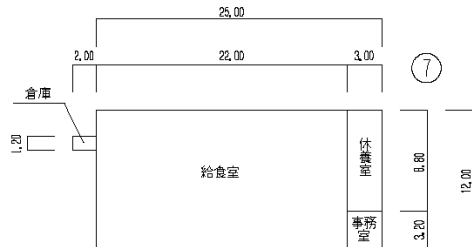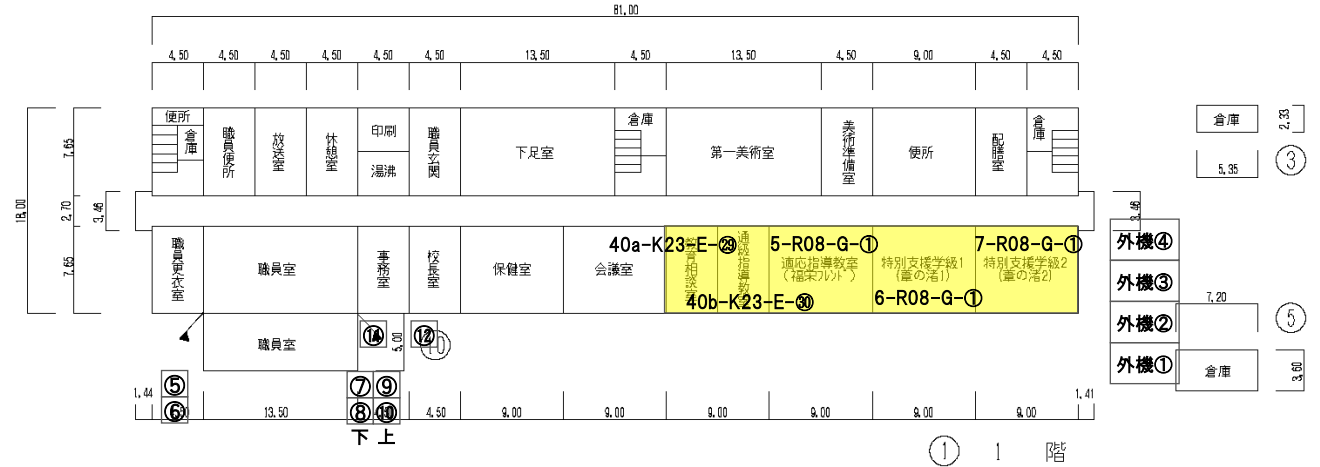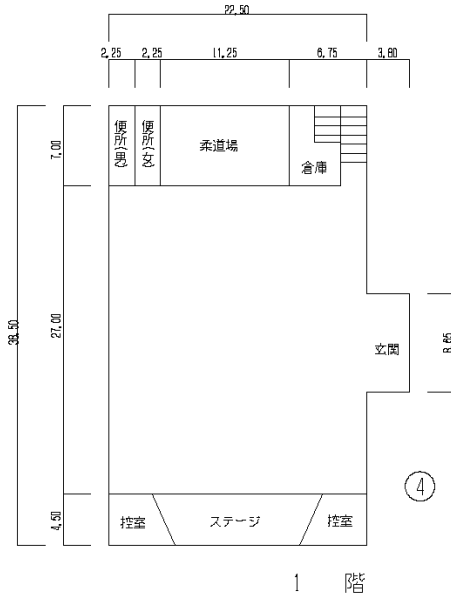


令和7年度


平面図	縮尺 0 5 10 15 20 25 m 1/600	学校名 福栄 中学校	調査番号 1/2 2/013 3/6111	整理番号 458 - ③
-----	----------------------------------	---------------	--------------------------	-----------------

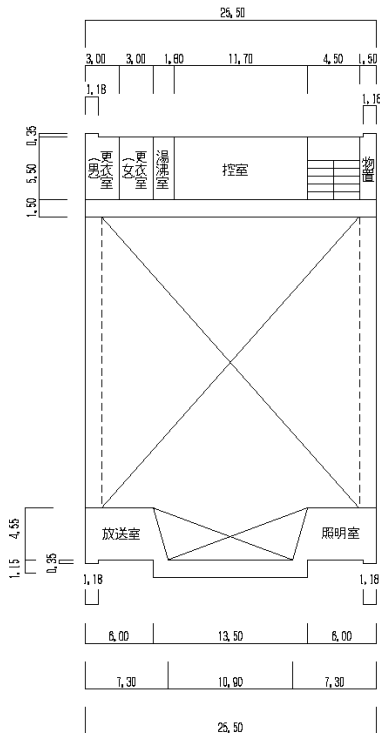


④ 2 階

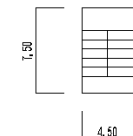


① 搭屋

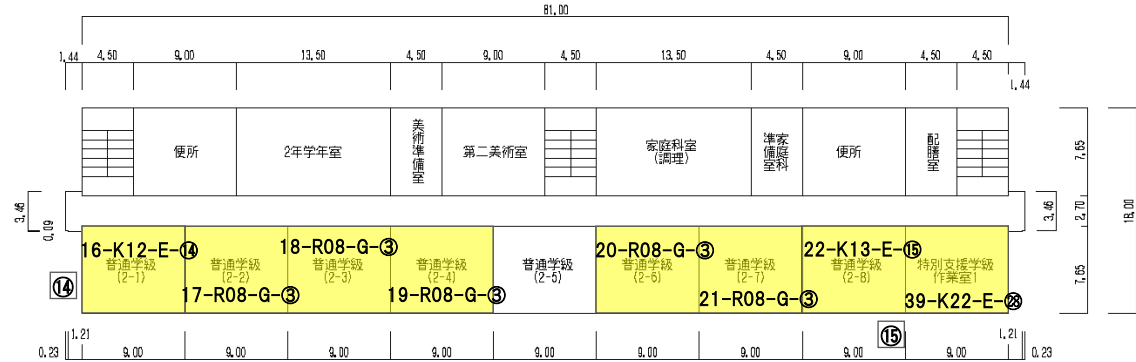

① 3 階

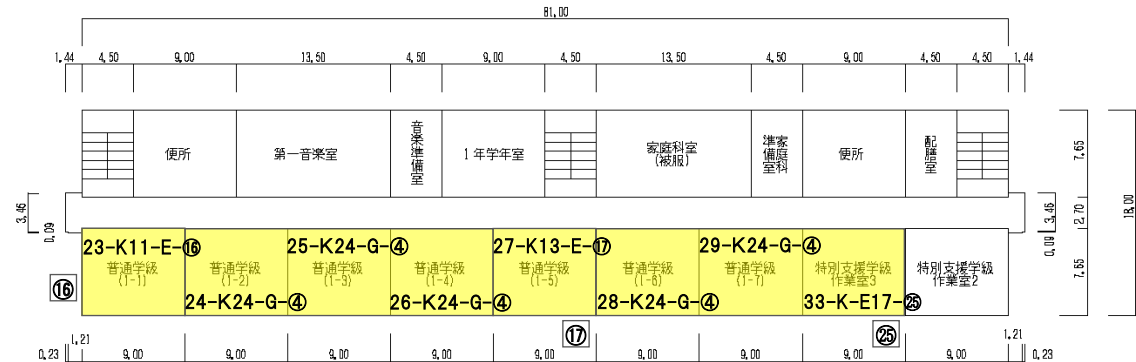

① 4 階

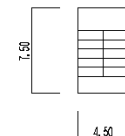

① 搭屋

完了届

令和 年 月 日

市 川 市 長

住 所

氏 名 印

下記のとおり業務が完了したので、届出をします。

1. 委託事務(事業名)

2. 施行(納入)場所

3. 契約年月日 令和 年 月 日

4. 委託金額 _____ 円
(単価契約の場合は、総額を記入してください)

5. 委託期間 令和 年 月 日 から
令和 年 月 日 まで

6. 完了年月日 令和 年 月 日